


RZUT PARTERU

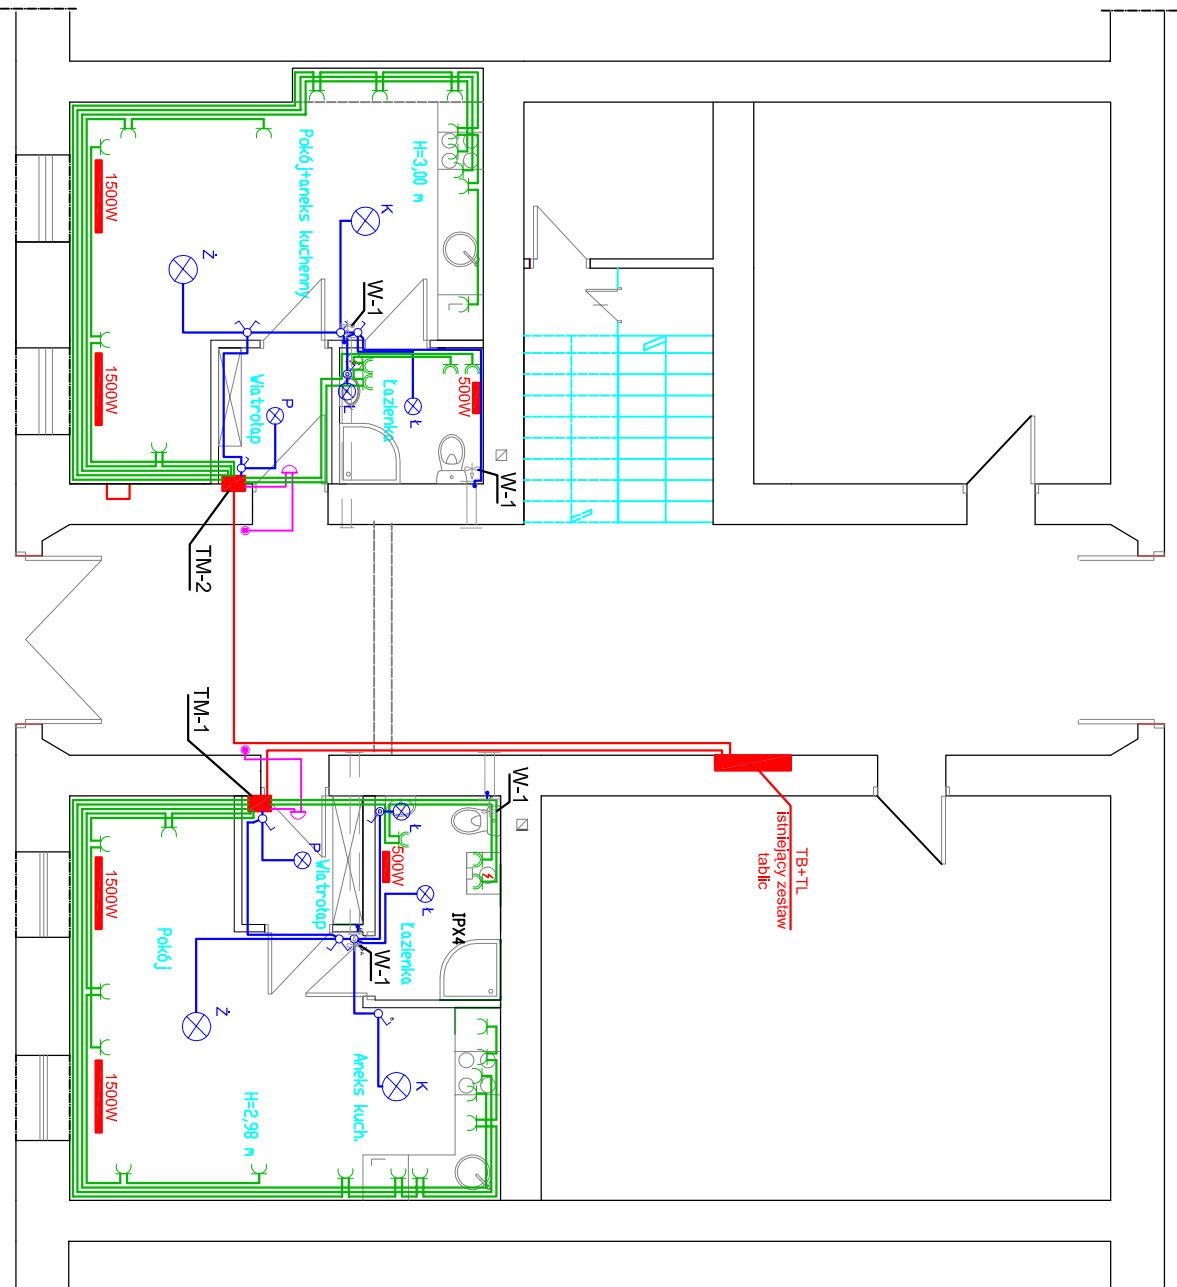

LEGENDA

- obwody oświetlenia
- obwody gniazd wtykowych
- zasilanie
- wypust na żyrandol
- plafoniera łazienkowa
- plafoniera sufitowa
- oprawa kuchenna - zwieszak regulowany
- dzwonek
- gniazdo wtykowe p/t
- gniazdo wtykowe p/t szczelne
- łącznik świecznikowy p/t
- łącznik 1-bieg. p/t
- łącznik 1-bieg. p/t szczelny
- Pojemnościowy podgrzewacz wody 1,5 kW - 230V

W-1 Wentylator łazienkowy 8W -230V

Przewody układane p/t przykryć warstwą tynku min 5mm
Pod osprzęt stosować puszki końcowe głębokie
Płączenia wykonać zaciskami VAGO
Nie stosować puszek rozgałęźnych
W łazienkach stosować osprzęt szczelny p/t

INSTALACJA W UKŁADZIE TN-S OCHRONA DODATKOWA SAMOCZYNNE WYŁĄCZENIE ZASILANIA

GRUPA TAU + PARTNER 59-220 Legnica, ul. Kawalerska 2A

☐ projekt:	Instalacja elektryczna w lokalach przebudowywanych na mieszkalne w budynku wielorodzinnym Dobromierz ul. Plac Wolności 7 (dz. 140/31)		
☐ projektował:	mgr inż. Jan Zimny upr. nr 83/78/L.W w spec. instalacyjno-inżynieryjnej		
☐ opracował:	inż. Gracjusz Sosa		
☐ branża:	☐ stadium:	projekt budowlany	
☐ elektryczna			skala: 1:100
☐ temat rysunku:			
Plan Instalacji			
data:	Legnica, grudzień 2015r	☐ nr rysunku:	1E