


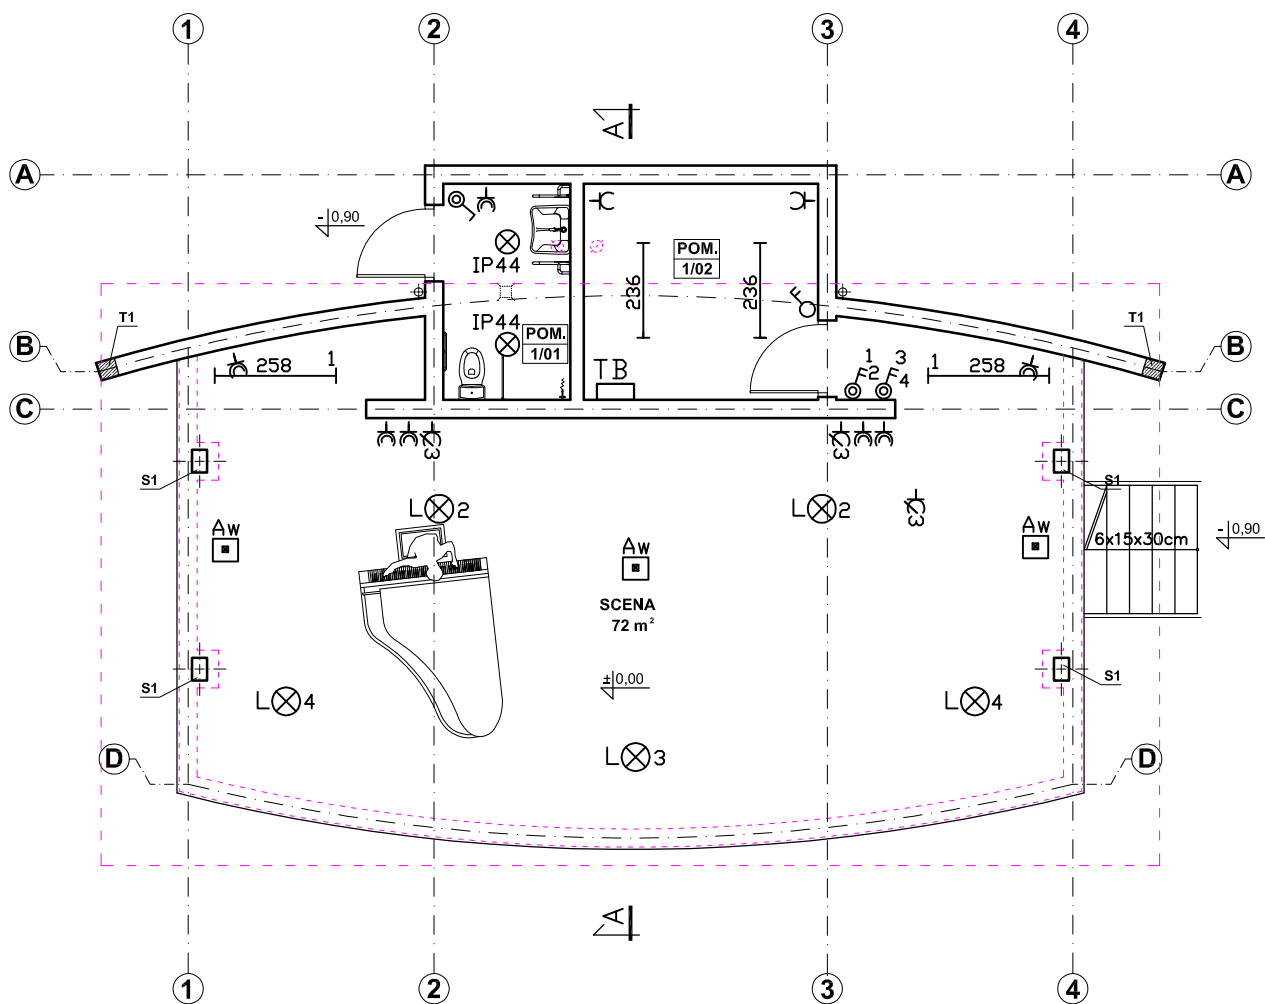

LEGENDA:

- 236 oprawa HERMETIC 2x36W
- 258 oprawa HERMETIC 2x58W
- IP44 oprawa bryzgoszczelna
- L x 2 naświetlacz Led 50W
- Aw oprawa awaryjna Led
- ♂ wyłącznik jednobiegunowy
- ♂ wyłącznik dwubiegunowy
- ♂ wyłącznik jednobiegunowy IP44
- ♂ wyłącznik dwubiegunowy IP44
- 3 gniazdo wtykowe 3-f
- C gniazdo wtykowe
- C gniazdo wtykowe IP44
- TB tablica bezpiecznikowa TB

KORMET-PROJEKT mgr inż. Sebastian Kościelniak
ul. Ciernie 54, 58-160 Świebodzice, tel. 504-784-325, www.kormetprojekt.pl, biuro@kormetprojekt.pl

obiekt:

SCENA REKEACYJNA

adres inwestycji:

58-170 Dobromierz, dz. nr 148/60 obręb Dobromierz

inwestor:

Gmina Dobromierz, 58-170 Dobromierz, Pl. Wolności 24

faza:

PROJEKT BUDOWLANY

branża:

INSTALACJE ELEKTRYCZNE

projektant/nr uprawnień:

mgr inż. Andrzej Niczyporuk

UAN.VI-f/3/26/89

podpis:

sprawdzający/nr uprawnień:

podpis:

asystent projektanta:

podpis:

rysunek:

SCHEMAT INSTALACJI ELEKTRYCZNEJ OŚWIETLENIA I GNIAZD

data:

09.2015r.

skala:

1 : 100

nr rysunku:

E-01

34

