

Wpicie przyłącza wodociągowego do istniejącej sieci wodociągowej o średnicy wA 150 mm

Uniw. opaska do nawiercania do rur typu 5270, HAWLE, De150 / 1 1/4"

Projektowana zasuwa DN 1 1/4", nr kat. 2800

POM. TECHN. Z ZEST. WODOM.

Złączka PE/Stal

1. 3. 4. 6. 8.

2. 5. 7. 9. dn20

Rura osłonowa RO dn80 z pierścieniem uszczelniającym

1:100

LEGENDA:

Przyłącze wodociągowe
taśma ostrzegawcza

1:500

ZESTAW WODOMIERZOWY:

1. zawór odcinający dn32
2. redukcja dn32/dn15
3. prostka dn15
4. wodomierz WS 1,5 Gmax=1,5 m3/h Gmin=0,07 m3/h
5. redukcja dn15/dn20
6. zawór odcinający ze spustem dn20
7. zawór antyskażeniowy EA251 dn20
8. filtr dn20
9. zawór odcinający dn20

276,82 278,42

278,15 276,42

1,50~1,70 m

0,3% De32x2,0

68,0

RZĘDNA TERENU

m n.p.m.

RZĘDNA OSI PRZEWODU

m n.p.m.

ZAGŁĘBIENIE OSI PRZEWODU

m

SPADKI %

ŚREDNICA MATERIAŁ

ODLEGŁOŚCI

m

W.01
ZW

W.02

Należy wzmocnić za pomocą bloków podporowych z betonu B - 25 takie kształtki jak trójniki żeliwne, zasuwy, zakończenia i zmiany kierunków przyłącza. Kształtki należy zabezpieczyć przed kontaktem z betonem poprzez folię oddzielającą z tworzywa. Wysokość wzmocnienia bloków betonowych podporowych wynosi hmin = 40,0 cm + średnica przewodu a szerokość b wykonać wg instrukcji wykonania odbioru zew. przewodów z rur PE.

KORMET-PROJEKT mgr inż. Sebastian Kościelniak

ul. Ciernie 54, 58-160 Świebodzice, tel. 504-784-325, www.kormetprojekt.pl, biuro@kormetprojekt.pl

obiekt:

SCENA REKREACYJNA

adres inwestycji:

58-170 Dobromierz, dz. nr 148/60 obręb Dobromierz

inwestor:

Gmina Dobromierz, 58-170 Dobromierz, Pl. Wolności 24

faza:

PROJEKT BUDOWLANY

branża:

INST. SANIT.

projektant/nr uprawnień:

inż. Marta Kołodziej-Gancarska
136/DOS/07

podpis:

sprawdzający/nr uprawnień:

podpis:

asystent projektanta:

mgr inż. Jacek Krawczyński

podpis:

rysunek:

PROFIL PRZYŁĄCZA WODOCIĄGOWEGO

data:

09.2015r.


skala:

1 : 500/100

nr rysunku:

IS-01

31

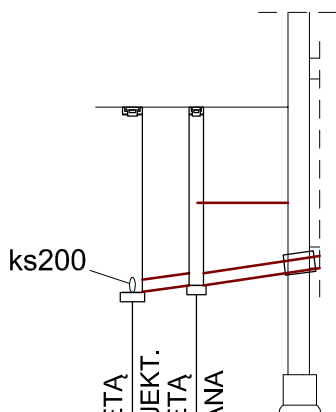

UWAGI:

1. Instalację kanalizacji sanitarnej wykonać z rur PVC-U łączonych uszczelką gumową
2. Włazy kanalizacyjne - żeliwne, klasy min. D400, obciążenie > 40 ton na drogach i podjazdach oraz klasy C250 w terenie nie objętym obciążeniem pojazdami
3. Studnie w wykonaniu PVC należy dociążyć pierścieniami dociągającymi betonowymi przed osadzeniem włazu kanalizacyjnego

GRUNT	90°	3,60	PVC160		4,0%	2,00	1,80	276,22	278,02	STUDZ. REWIZYJNA Z KINETĄ
	30°	6,30				1,95	1,75	276,40	278,15	BETONOWA Ø1000 - PROJEKT. STUDZ. REWIZYJNA Z KINETĄ
										PVC Ø425 - PROJEKTOWANA
						1,85	1,55	276,60	278,15	


S02 S01

RZĘDNA TERENU	m n.p.m.
RZĘDNA DNA KANAŁU	m n.p.m.
GŁĘBOKOŚĆ POSADOWIENIA DNA KANAŁU	m
GŁĘBOKOŚĆ WYKOPU	m
SPADKI %	ŚREDNICA MATERIAŁ
DŁUGOŚĆ / ODLEGŁOŚĆ	m
ZMIANA KIERUNKU	
NAWIERZCHNIA	

OZNACZENIA:



Instalacja kanalizacji sanitarnej

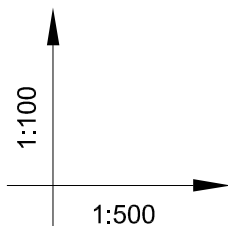

KORMET-PROJEKT mgr inż. Sebastian Kościelniak

ul. Ciernie 54, 58-160 Świebodzice, tel. 504-784-325, www.kormetprojekt.pl, biuro@kormetprojekt.pl

obiekt:

SCENA REKREACYJNA

adres inwestycji:

58-170 Dobromierz, dz. nr 148/60 obręb Dobromierz

inwestor:

Gmina Dobromierz, 58-170 Dobromierz, Pl. Wolności 24

faza:

PROJEKT BUDOWLANY

branża:

INST. SANIT.

projektant/nr uprawnień:

inż. Marta Kołodziej-Gancarska
136/DOS/07

podpis:

sprawdzający/nr uprawnień:

podpis:

asystent projektanta:

mgr inż. Jacek Krawczyński

podpis:

rysunek:

PROFIL PRZYŁĄCZA KAN. SANITARNEJ

data:

09.2015r.


skala:

1 : 500/100

nr rysunku:

IS-02

32

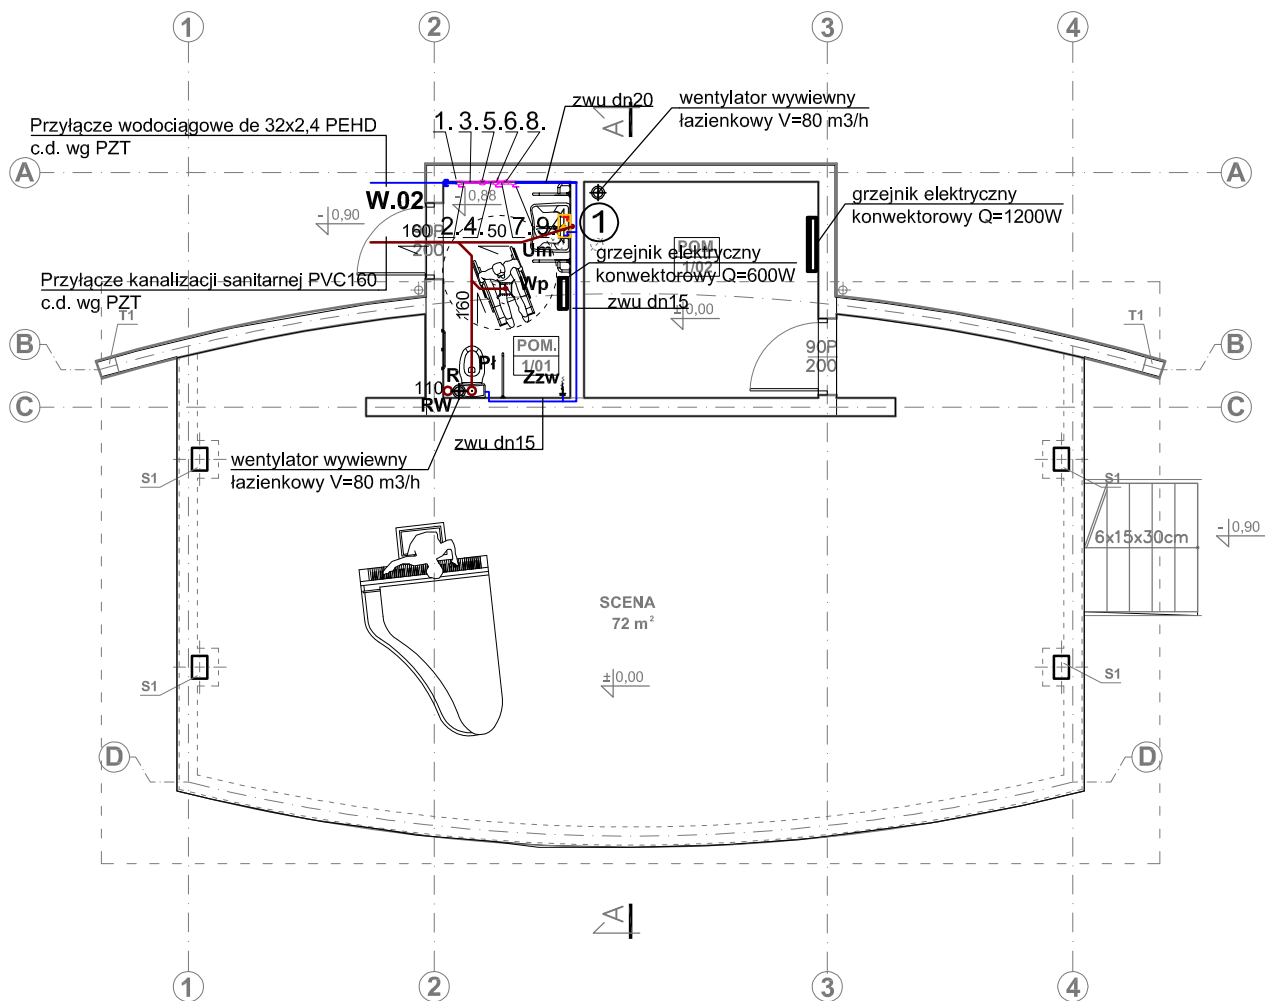

LEGENDA:

- - instalacja wody zimnej
- - instalacja wody ciepłej
- - instalacja kanalizacji sanitarnej

PRZYBORY

SANIT./URZĄDZENIA:

- Pł Pł **Płuczka toaletowa**
- Um Um **Wylewka umywalkowa**
- Wp Wp **Wpust podłogowy z zamknięciem przeciwapachowym**
- R R **Rewizja / czyszczak**
- RW RW **Rura wywiewna**
- **Ogrzewacz bezciśnieniowy podumywalkowy OW-5.1 BIAWAR, U=230V Qel=2,2 kW**

KORMET-PROJEKT mgr inż. Sebastian Kościelniak
ul. Ciernie 54, 58-160 Świebodzice, tel. 504-784-325, www.kormetprojekt.pl, biuro@kormetprojekt.pl

obiekt:

SCENA REKREACYJNA

adres inwestycji:

58-170 Dobromierz, dz. nr 148/60 obręb Dobromierz

inwestor:

Gmina Dobromierz, 58-170 Dobromierz, Pl. Wolności 24

faza:

PROJEKT BUDOWLANY

branża:

INST. SANIT.

projektant/nr uprawnień:

inż. Marta Kołodziej-Gancarska
136/DOŚ/07

podpis:

sprawdzający/nr uprawnień:

podpis:

asystent projektanta:

mgr inż. Jacek Krawczyński

podpis:

rysunek:

INST. WOD-KAN-GRZEWCZA I WENTYL.

data:

09.2015r.

skala:

1 : 100

nr rysunku:

IS-03

33