


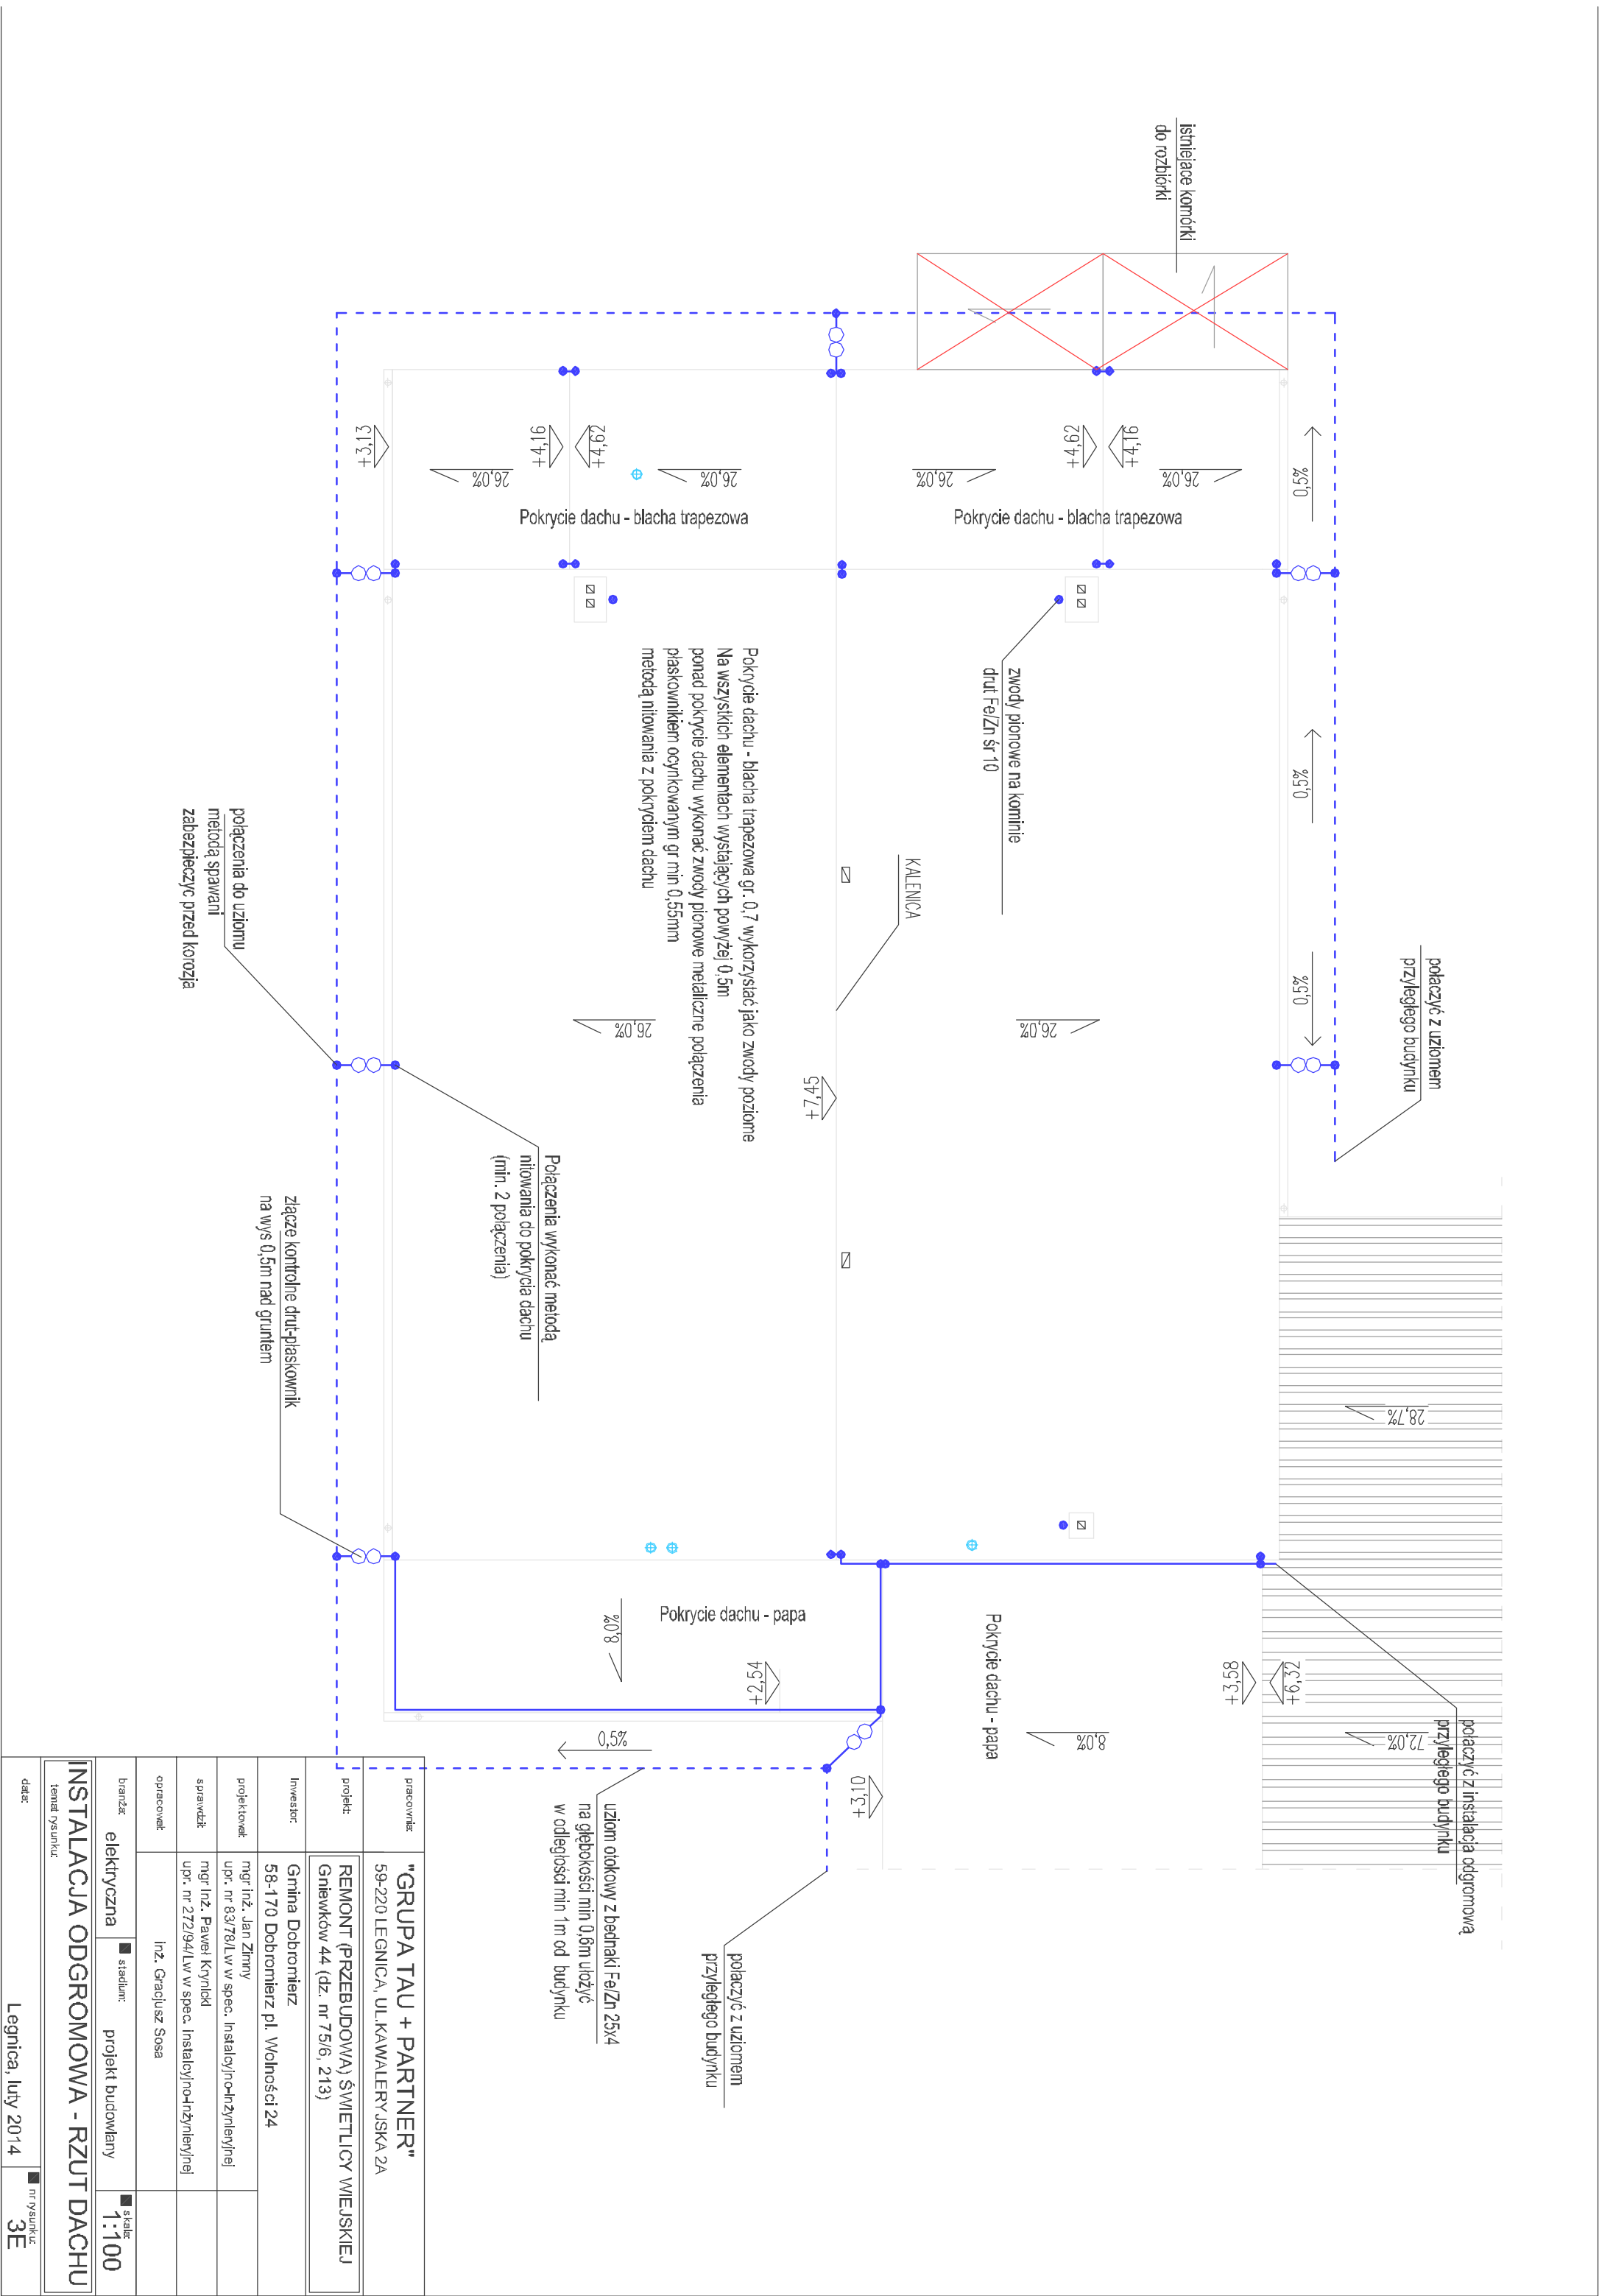

pracownia:	"GRUPA TAU + PARTNER"		
	59-220 LEGNICA, UL. KAWALERYJSKA 2A		
projekt:	REMONT (PRZEBUDOWA) ŚWIETLICY WIEJSKIEJ Gniewków 44 (dz. nr 75/6, 213)		
inwestor:	Gmina Dobromierz 58-170 Dobromierz pl. Wolności 24		
projektant:	mgr inż. Jan Ziorny		
	upr. nr 83/78/Lw w spec. Instalacyjno-Inżyniernej		
sprawdził:	mgr inż. Paweł Krynicki		
	upr. nr 272/94/Lw w spec. Instalacyjno-Inżyniernej		
opracował:	inż. Gracjusz Sosa		
branża:	elektryczna	standard:	projekt budowlany
INSTALACJA ODGROMOWA - RZUT DACHU			skala: 1:100
temat rysunku:			nr rysunku: 3E
data:			Legnica, luty 2014