
 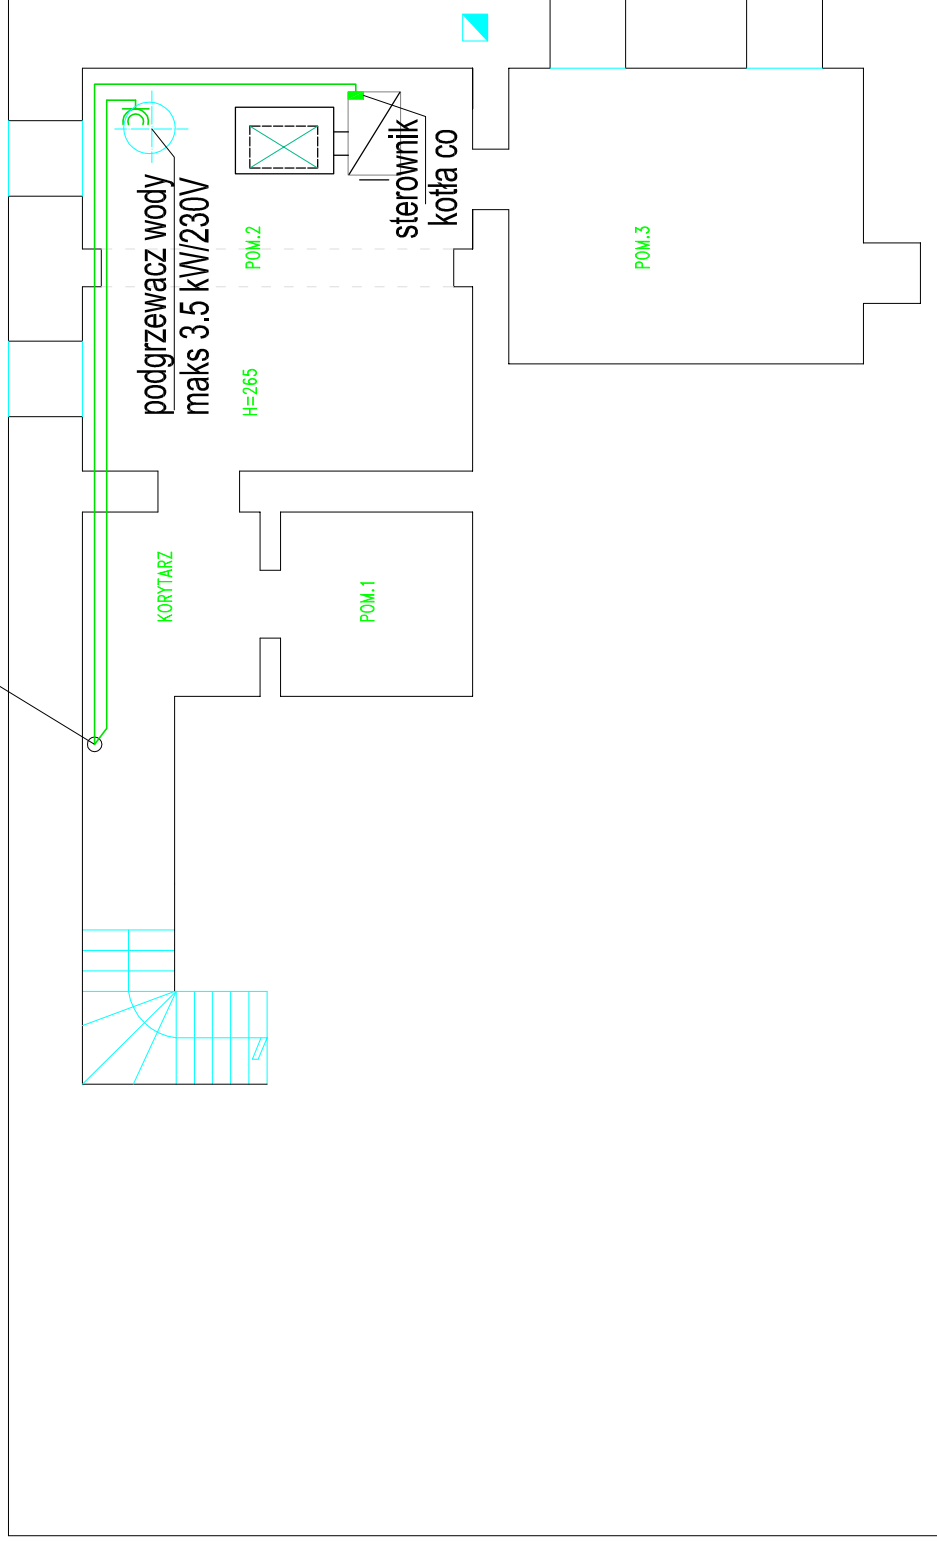




podgrzewacz wody
maks 3.5 kW/230V

H=265

POM 2

POM.1

sterownik kotła co

POM.3



gniazdo wtykowe p/t szczelne 230V / IP 44

GRUPA TAU + PARTNER 59-220 Legnica, ul. Kawaleryjska 2A			
☐ projekt:	REMONT ŚWIETLICY WIEJSKIEJ Czernica 8 (dz. nr 24/1)		
☐ inwestor:	Gmina Dobromierz 58-170 Dobromierz pl. Wolności 24		
☐ projektował:	mgr inż. Jan Zimny upr. nr 83/78/LW w spec. instalacyjno-inżynieryjnej		
☐ opracował:	inż. Gracjusz Sosa		
☐ branża: elektryczna	☐ stadium:	projekt budowlany	☐ skala: 1:100
☐ temat rysunku: RZUT PIWNIC			
data:	Legnica, marzec 2013r		☐ nr rysunku: 1E

REMONT ŚWIETLICY WIEJSKIEJ
Czernica 8 (dz. nr 24/1)

Gmina Dobromierz
58-170 Dobromierz pl. Wolności 24

mgr inż. Jan Zimny
upr.nr 83/78/LW w spec. instalacyjno-inżynierskiej

inż. Gracjusz Sosa

branża: elektryczna

☐ stadium:

projekt budowlany

□ skala:

1:100

☐ temat rysunku:

RZUT PIWNIC

Legnica, marzec 2013r.

☐ nr rysunku:

1E