
 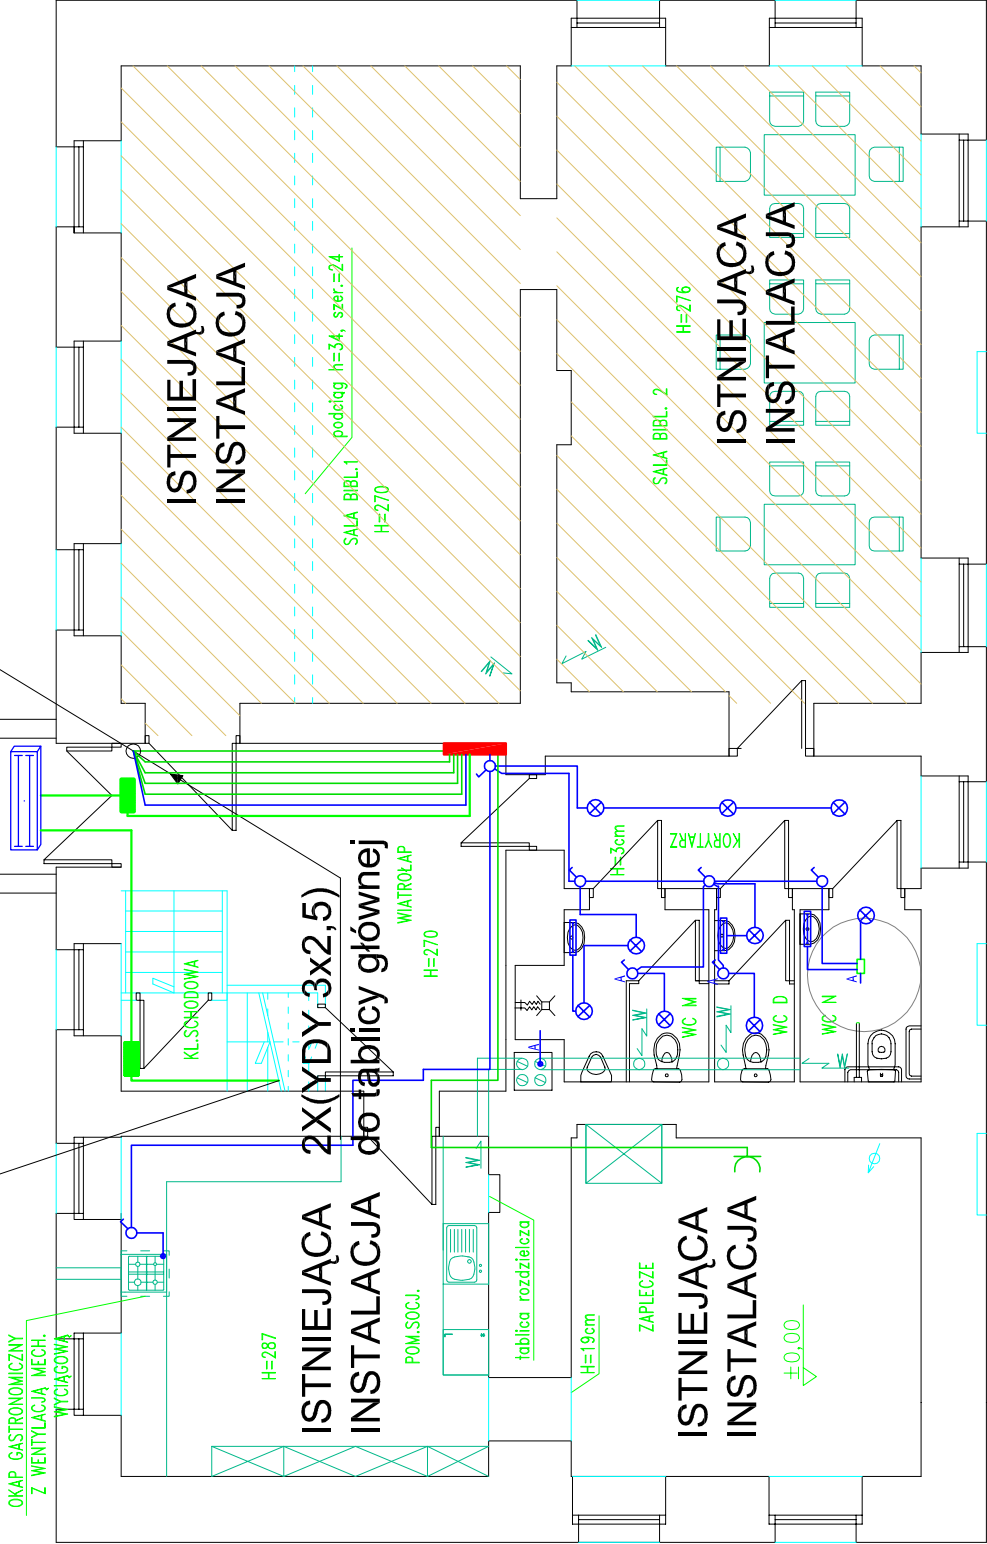


YDY 3x1,5
do piktoqramu na piętrze

YDY 3x1,5
3x(YDY 3x2,5)
na piętro



LEGENDA

-  Oprawa oświetlenia ewakuacyjnego /zewnątrzna/ typu H-207 Supermova AT 158 2C
-  Oprawa montowana na ścianie/suficie typu Gondola FWG200/Philips
-  czujnik ruchu i obecności Servodan 41-320
-  oprawa łazienkowa do oświetlenia luster typ BK 1x18W T8
-  Oprawa oświetlenia ewakuacyjnego typu Herkules-P5AT 3C
-  gniazdo wtykowe p/t 230V / IP 20

GRUPA TAU + PARTNER 59-220 Legnica, ul. Kawaleryjska 2A			
☐ projekt:	REMONT ŚWIETLICY WIEJSKIEJ Czernica 8 (dz. nr 24/1)		
☐ inwestor:	Gmina Dobromierz 58-170 Dobromierz pl. Wolności 24		
☐ projektował:	mgr inż. Jan Zimny upr.nr 83/78/LW w spec. instalacyjno-inżynieryjnej		
☐ opracował:	inż. Gracjusz Sosa		
☐ branża: elektryczna	☐ stadium:	projekt budowlany	☐ skala: 1:100
☐ temat rysunku:			
RZUT PARTERU			
data:	Legnica, marzec 2013r		☐ nr rysunku: 2E