


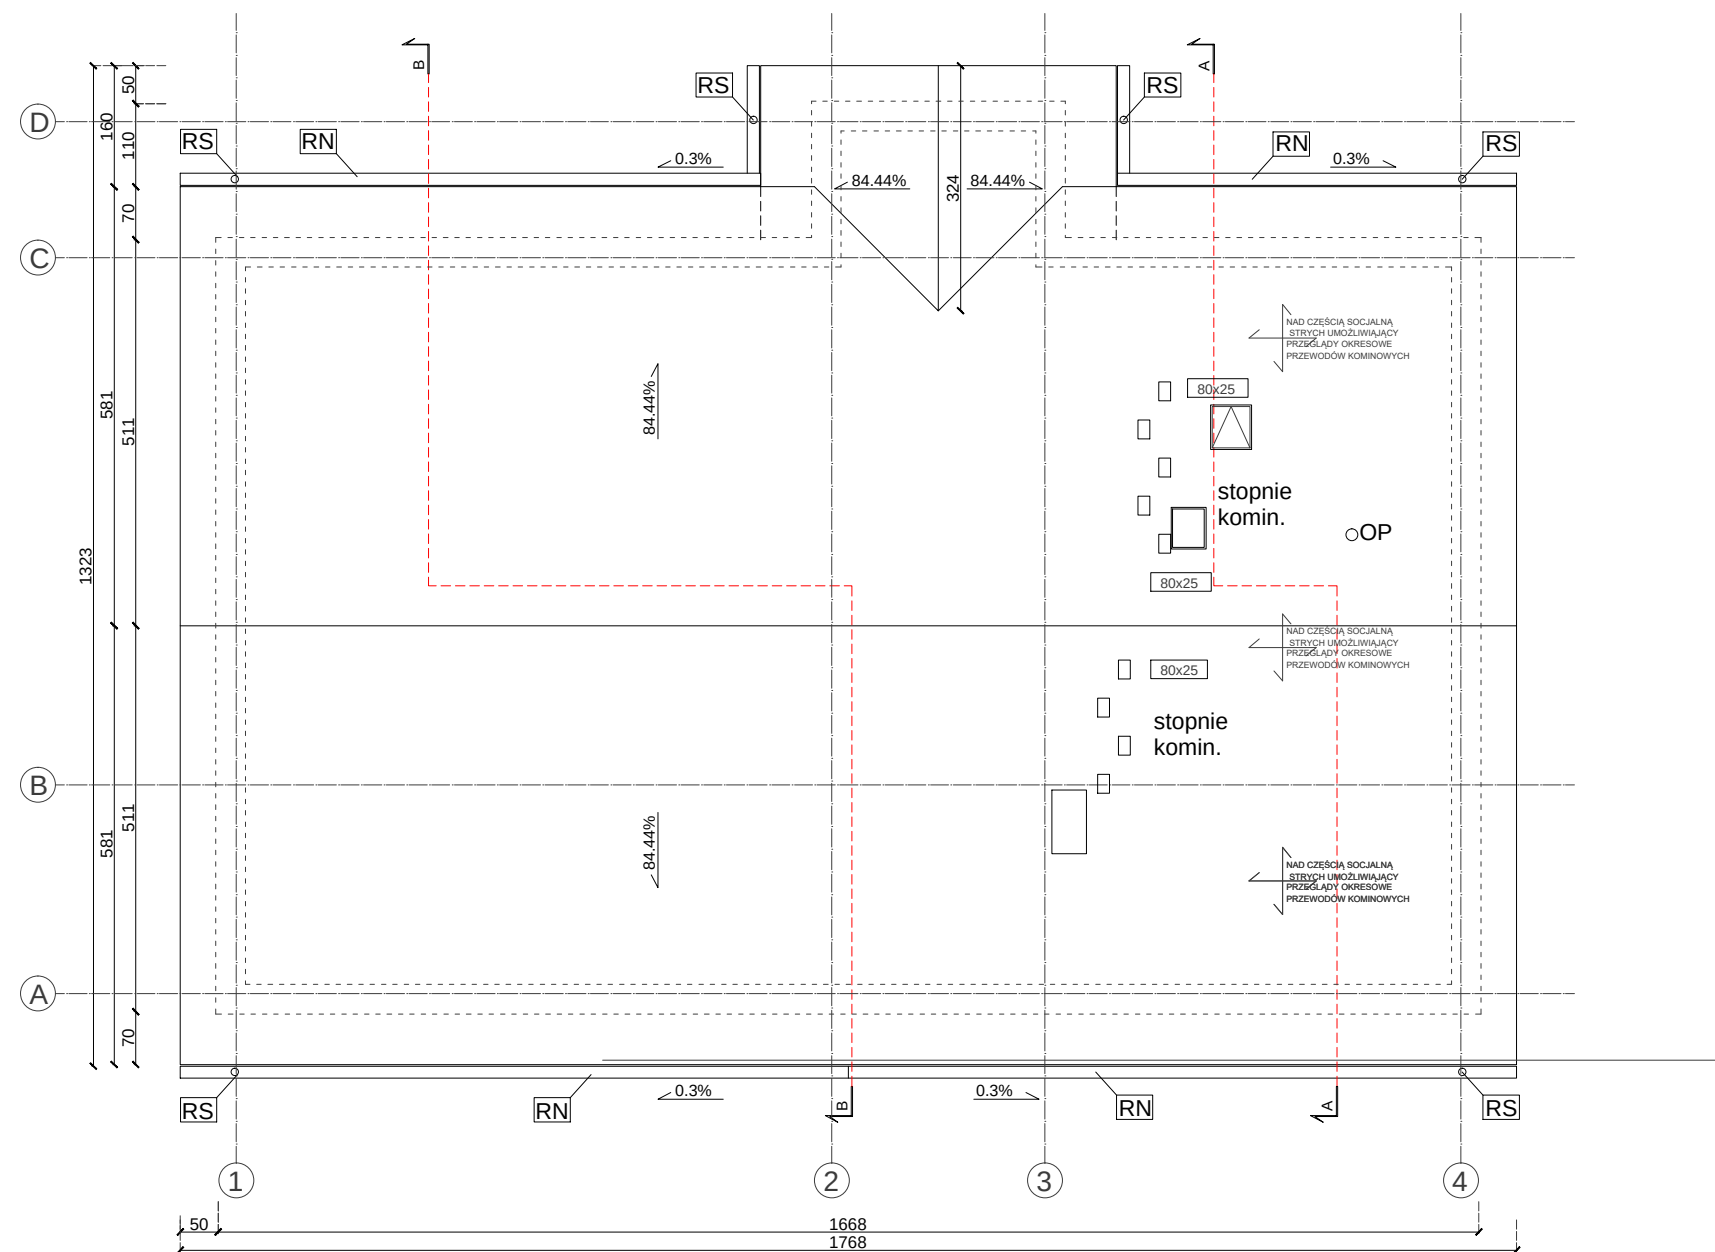

RS - rura spustowa metalowa 100mm - brązowa
RN - runna metalowa U 125mm - brązowa
OP - odpowietrzenie pionów kanalizacyjnych

Pokrycie dachu:
dachówka ceramiczna kolor ceglasty

Odprowadzenie wody:
w sposób powierzchniowy na teren działki

Opierzenie:
w kolorze analogicznym do koloru systemu
rynnowego z blachy ocynkowanej powlekanej

pracownia:	ZAKŁAD PROJEKTOWO-USŁUGOWY mgr inż. Andrzej Mach 58-173 Roztoka, Czernica 33		
projekt:	Świetlica wiejska Jaskulin dz. nr. 82/1, 81, obr. Jaskulin		
inwestor:	Gmina Dobromierz 58-170 Dobromierz ul. Plac Wolności 24		
projektant:	mgr inż. arch. Krzysztof J. Chamielec upr.nr33/88/LW w spec. architektonicznej		
sprawdzający:	mgr. inż. arch. Jędrzej Pichla upr.nr 27/DSOKK/2016 w spec. architektonicznej		
branża:	architektura	stadium:	projekt budowlany
			skala: 1:100
temat rysunku: RZUT DACHU			
data: Legnica, 20.03.2017			nr rysunku: 2A
WSZELKIE PRAWA ZASTRZEŻONE. Kopiowanie i rozpowszechnianie bez zezwolenia jest PRAWNIE ZABRONIONE			