
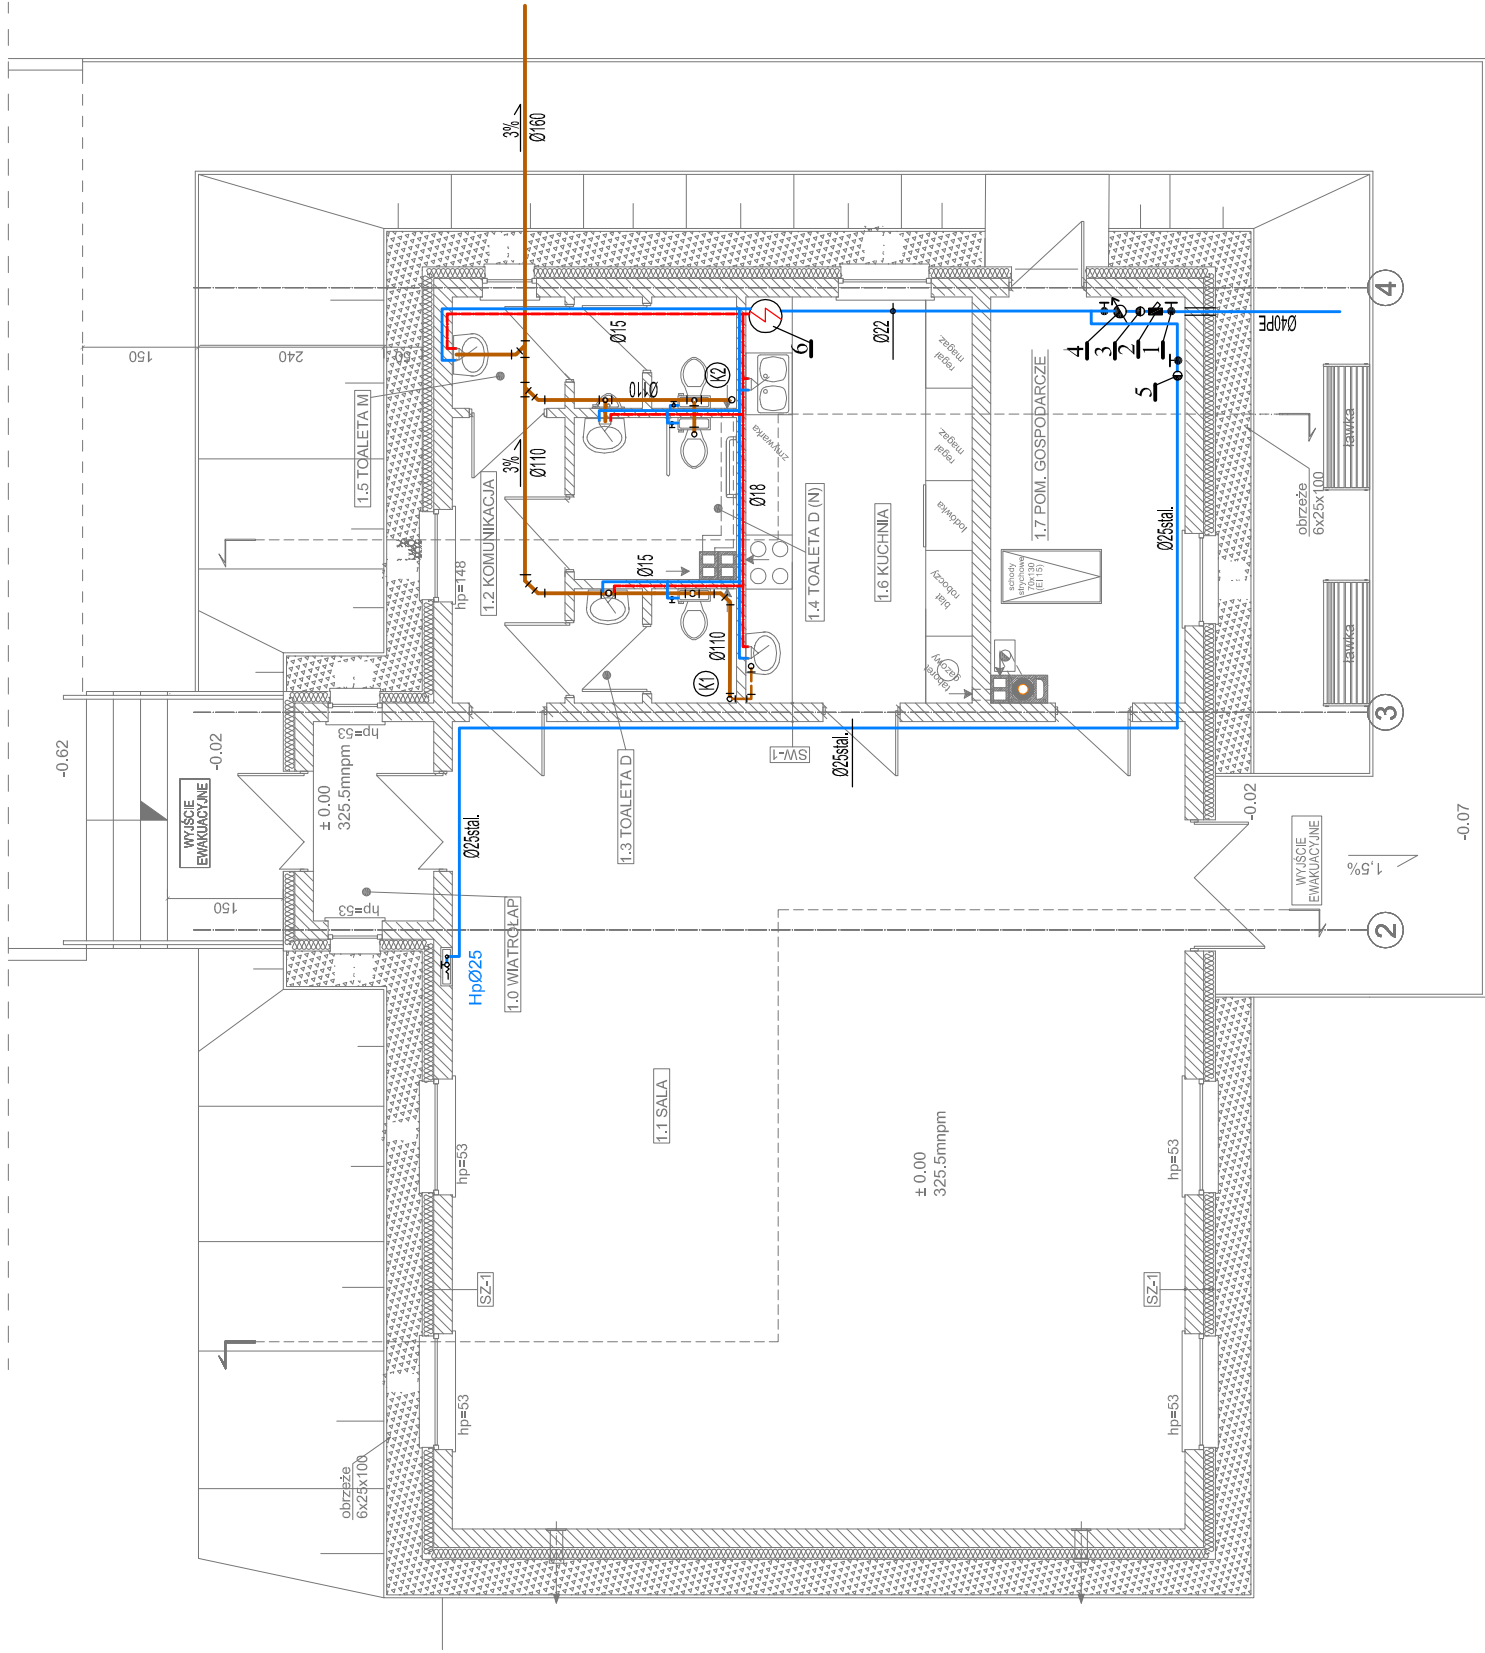


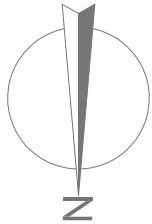

Legenda:

- 1 – Zawór kulowy Dn20
- 2 – Reduktor ciśnienia Dn20
- 3 – Zawór antyskażeniowy typu EA Dn 20 z możliwością nadzoru
- 4 – Wodomierz Dn20
5. Zawór zwrotny Ø25
6. Projektowany pojemnościowy podgrzewacz ciepłej wody 60l

- instalacja kanalizacji sanitarnej
- instalacja ciepłej wody
- instalacja zimnej wody

(K1) (K2) piony ks Ø110 wyprowadzić ponad dach i zakończyć wywiewką

pracownia:	ZAKŁAD PROJEKTOWO-USŁUGOWY mgr inż. Andrzej Mach 58-173 Roztoka, Czerńca 33		
projekt:	Świetlica wiejska Jaskulin dz. nr. 82/1, 81, obr. Jaskulin		
inwestor:	Gmina Dobromierz 58-170 Dobromierz ul. Plac Wolności 24		
projektant:	inż. Stefan Augustyn upr.nr kn178/72		
sprawdzający:	mgr inż. Leszek Szmagara upr.nr 10/93/Lw		
branża:	inst.sanitarne	stadium: projekt budowlany	skala: 1:100

temat rysunku:	Rzut przyziemia - instalacje wod-kan	
data:	Legnica, 20.03.2017	nr rysunku: 2s