

Łączy arkusz 3

Łączy arkusz 4

MAPA DO CELÓW PROJEKTOWYCH

Oznaczenie kancelaryjne zgłoszenia pracy geodezyjnej	GKIV.4020.2453.2014	
Nazwa miejscowości	SZYMANÓW	
Jednostka ewidencyjna	identyfikator	021903_2
	nazwa	DOBROMIERZ
Obręb ewidencyjny	identyfikator	021903_2.0012
	nazwa	SZYMANÓW
Skala mapy	1: 1000	
Sekcja mapy	462.144.131	
Nazwa układu współrzędnych	prostokątnych płaskich	1965
	układ wysokości	Kronsztadt
Oznaczenie granic obszaru, który był przedmiotem aktualizacji	-----	
Mapa została wykonana bez ustalenia obciążeń służebnościami gruntowymi.	Nie ustalano	
Granice wniesione na podstawie mapy ewidencyjnej	=====	
Data opracowania mapy	07.09.2015r	

PRZEDSIĘBIORSTWO USŁUG
GEODEZYJNYCH I KARTOGRAFICZNYCH
"GEG - INWEST"
mgr inż. Sylwester Szymański
geodeta uprawniony do wykonywania
samodzielnych i wspólnych dzieł
geodezji i kartografii.
Świdnica, ul. Kowalewska 2A/14
54-200, Regon 390888821
(nazwa wykonawcy)

mgr inż. Sylwester Szymański
geodeta uprawniony do wykonywania
samodzielnych i wspólnych dzieł
geodezji i kartografii.
Świdnica, ul. Kowalewska 2A/14
54-200, Regon 390888821
(imię i nazwisko geodety uprawnionego,
nr uprawnień i podpis geodety)


Arkusz nr 5

Poświadczam, że niniejszy dokument
został opracowany w wyniku prac
geodezyjnych i kartograficznych,
których rezultaty zawiera operat
techniczny wpisany do ewidencji
materiałów państwowego zasobu
geodezyjnego i kartograficznego


STAROSTA ŚWIDNICKI
Organ prowadzący państwowy zasób geodezyjny
i kartograficzny

P.0219.2015.2036
Identyfikator ewidencyjny materiału zasobu
2 9. 09. 2015

SZKIC ŁĄCZENIA ARKUSZY MAP

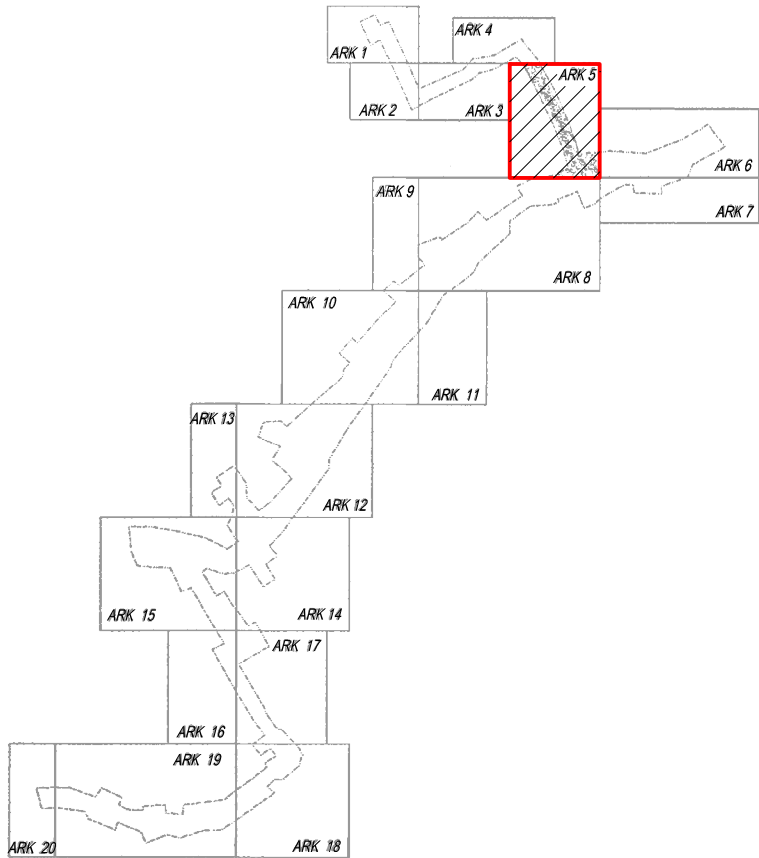

SZKIC ORIENTACYJNY 1:10000

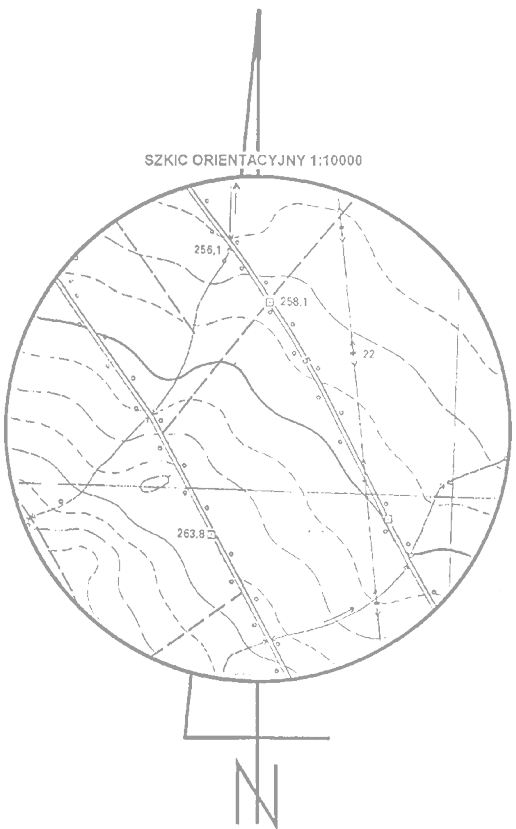

Łączy arkusz 8

Łączy arkusz 6

OZNACZENIA:

379	Numery działek objęte inwestycją
-----	Granice działek
PROJEKTOWANE ODCINKI I ELEMENTY KANALIZACJI WG POZWOLENIA NA BUDOWĘ NR 697/2010 USUNIĘTE Z ZAKRESU INWESTYCJI W 2016r. ZGODNIE Z NINIEJSZYM PROJ. BUD. ZAMIENNYM	
-----	Zbiornik kan. sanitarny grawitacyjny o średnicy DN200mm, PVC
-----	Przyłacz kan. sanitarny grawitacyjny o średnicy DN160mm, PVC
o	Studzienka kanalizacyjna
PROJEKTOWANE ODCINKI I ELEMENTY KANALIZACJI WG POZWOLENIA NA BUDOWĘ NR 697/2010 POZOSTAJĄCE W ZAKRESIE INWESTYCJI I UJĘTE W NINIEJSZYM PROJ. BUD. ZAMIENNYM	
-----	Zbiornik kan. sanitarny grawitacyjny o średnicy DN200mm Nazwa i numer kan. sanitarnego Długość odcinka kan. sanitarnego [m]
-----	Przyłacz kan. sanitarny grawitacyjny o średnicy DN160mm Długość odcinka przył. kan. sanitarnego [m]
-----	Rurociąg tłoczny ścieków Nazwa i numer rurociągu tłoczego Długość odcinka rurociągu tłoczego ścieków [m] Średnica rurociągu tłoczego [mm], materiał PE
o	Studzienka kanalizacyjna
NOWOPROJEKTOWANE ORAZ ZACHOWANE ODCINKI I ELEMENTY KANALIZACJI UJĘTE W PROJ. BUDOWLANYM ZAMIENNYM W ROKU 2016	
-----	Zbiornik kan. sanitarny grawitacyjny o średnicy DN200mm Nazwa i numer kan. sanitarnego Długość odcinka kan. sanitarnego [m]
-----	Zbiornik kan. sanitarny grawitacyjny o średnicy DN160mm Nazwa i numer kan. sanitarnego Długość odcinka kan. sanitarnego [m]
-----	Przyłacz kan. sanitarny grawitacyjny o średnicy DN160mm Długość odcinka przył. kan. sanitarnego [m]
-----	Rurociąg tłoczny ścieków Nazwa i numer rurociągu tłoczego Długość odcinka rurociągu tłoczego ścieków [m] Średnica rurociągu tłoczego [mm], materiał PE
⊕	Pompownia ścieków Nazwa i numer pompowni
o	Studzienka kanalizacyjna
1.1, 1.1'	Numer studzienki kanalizacyjnej: 1.1 - na kanale zbiorczym
1.1p	1.1p - na przył. kan. sanitarnym
(R1.1)	Punkt lokalizacyjny (węzeł) na rurociągu tłoczonym ścieków
DP-1	Skrzyżowanie przewodu kan. sanitarnego z drogą powiatową 1 - numer skrzyżowania
DG-1	Skrzyżowanie przewodu kan. sanitarnego z drogą gminną 1 - numer skrzyżowania
RR-1	Skrzyżowanie przewodu kan. sanitarnego z rowem nie mającym określonego wydziału nr działki 1 - numer skrzyżowania
PROJEKTOWANE OBIEKTY I ELEMENTY POMPOWNI	
Ps	Zbiornik pompowni sieciowej
1	Szafa sterownicza pompowni
1 2	Zasuw na wlocie ścieków, kołnierza

PROJEKT BUDOWLANY
ZAMIENNY

P. I. O. S. EKOWOD® Sp. z o. o. 51-608 Wrocław, ul. Al. L. Różyckiego 1c, tel.: (71) 348 63 17	
Nazwa i adres obiektu budowlanego: Sieć kanalizacji sanitarnej z przyłączami w miejscowościach Jaskulin, Stodkowie i Szymanów wraz z przesyłem do oczyszczalni ścieków w Serwinowie	Data: 08.2016r.
Gmina Dobromierz Powiat Świdnicki, woj. dolnośląskie	
Specjalności i numery uprawnień budowlanych do sporządzania projektów:	Podpis
Projektant: mgr inż. Wojciech MICHALAK Spec. instalacyjno-inżynierska w zakresie: *sieci wodociąg. i kanalizac. 454/94/UW	Nr rys.: 5
Sprawdzający: mgr inż. Szymon KARBOWIAK Spec. instalacyjno-inżynierska w zakresie: *sieci wodociąg. i kanalizac. 300/DOŚ/11	
Przedmiot (tytuł) rysunku: Projekt zagospodarowania i uzbrojenia terenu - arkusz 5	Skala: 1:1000