

MAPA DO CEŁÓW PROJEKTOWYCH		
Oznaczenie kancelaryjne zgłoszenia pracy geodezyjnej	GKIV.4020.2453.2014	
Nazwa miejscowości	SZYMANÓW	
Jednostka ewidencyjna	identyfikator	021903_2
	nazwa	DOBROMIERZ
Obręb ewidencyjny	identyfikator	021903_2.0012
	nazwa	SZYMANÓW
Skala mapy	1: 1000	
Sekcja mapy	462.144.124	
Nazwa układu współrzędnych	prostokątnych płaskich	1965
	układ wysokości	Kronsztadt
Oznaczenie granic obszaru, który był przedmiotem aktualizacji		
Mapa została wykonana bez ustalenia obciążeń służebnościami gruntowymi.	Nie ustalano	
Granice wniesione na podstawie mapy ewidencyjnej		
Data opracowania mapy	07.09.2015r	
PRZEDSIĘBIORSTWO USŁUG GEODEZYJNYCH I KARTOGRAFICZNYCH. "GEO - INWEST" Kozakiewicz, Ziński, Szymański Sp.j. 59-220 Legnica, ul. Kawalerzysta 2A/14 NIP 691-21-91-085, Regon 390986621 tel. (71) 652 40 00 (nazwa wykonawcy)		
mgr inż. Sylwester Szymański geodeta uprawniony do wykonywania samodzielnych funkcji dziedziczonego z zawodu geodęzi i kartografii. Świadectwo nr 14338 (imię i nazwisko geodety uprawnionego, nr uprawnień i podpis geodety)		

Poswiadcza się,
że niniejszy dokument
został opracowany w wyniku prac
technicznych i kartograficznych,
których rezultaty zawiera operat
techniczny wpisany do ewidencji
dokumentów państwowego zasobu
dokumentalnego i kartograficznego

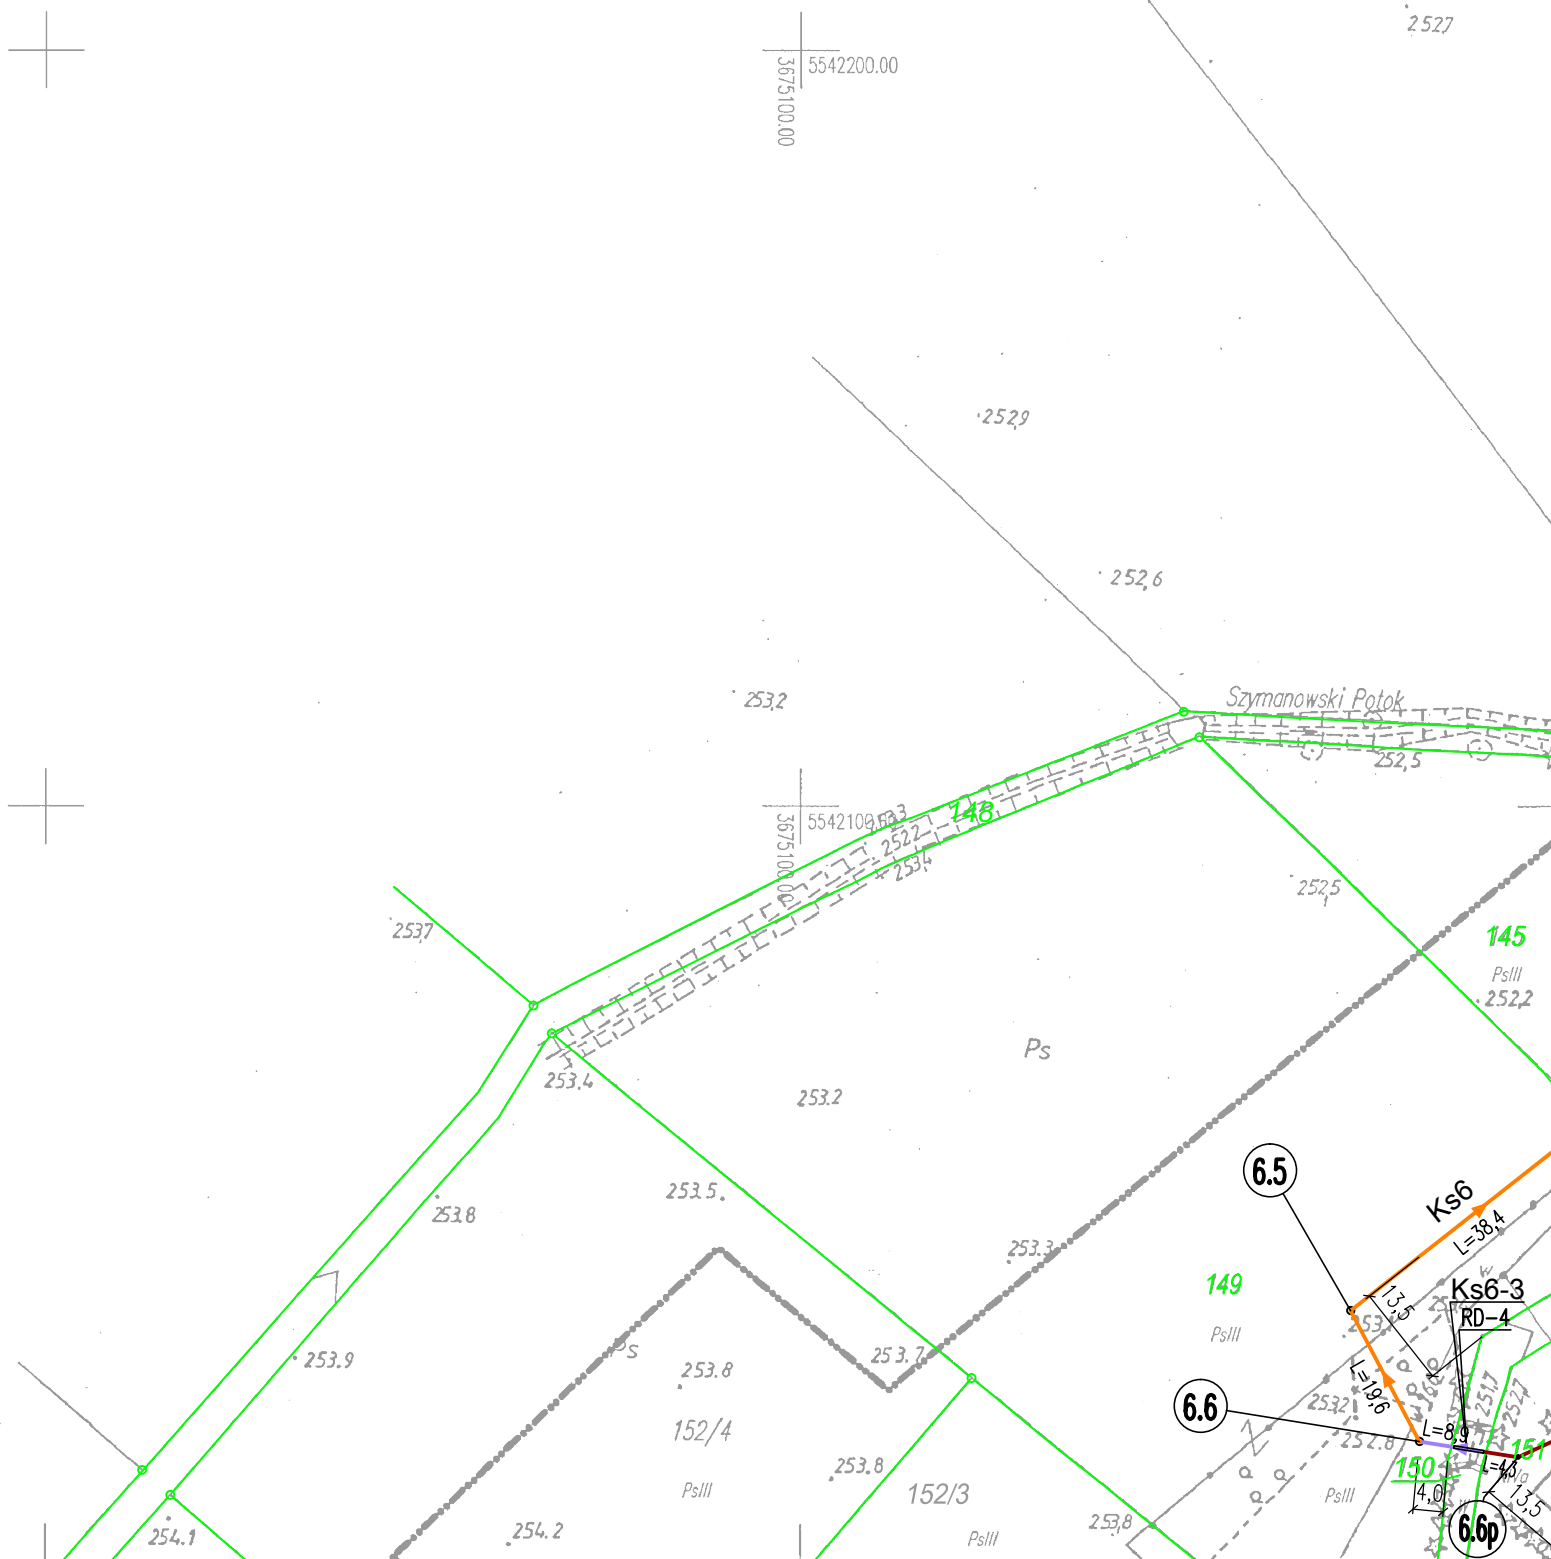
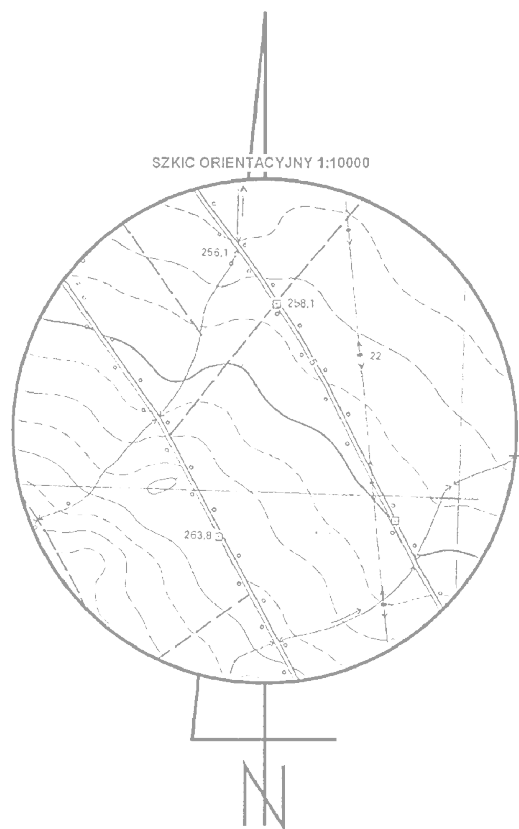
STAROSTA ŚWIDNICKI
an prowadzący państwowy zasób geod
i kartograficzny

P.0219, 2015, 2036
Identifikator evidencyrmy ma

29. 09. 2015

 
 
 
 
 
[illegible]

SZKIC ŁĄCZENIA ARKUSZY MAP



Łączy arkusz 8

OZNACZENIA:

	Numery działek objęte inwestycją Granice działek
NOWOPROJEKTOWANE ORAZ ZACHOWANE ODCINKI I ELEMENTY KANALIZACJI UJĘTE W PROJ. BUDOWLANYM ZAMIENNYM W ROKU 2016	
	Zbiornik kanał sanitarny grawitacyjny o średnicy DN200mm Nazwa i numer kanału sanitarnego Długość odcinka kanału sanitarnego [m]
 Ks1/1; Ks2 L=10,0	Zbiornik kanał sanitarny grawitacyjny o średnicy DN160mm Nazwa i numer kanału sanitarnego Długość odcinka kanału sanitarnego [m]
 L=10,0	Przylącze kanalizacyjne oraz podłączenie budynku o średnicy DN160mm Długość odcinka przylączy kanalizacyjnego [m]
	Studzienka kanalizacyjna
	Numer studzienki kanalizacyjnej: 1.1 – na kanale zbiorczym 1.1p – na przylączu kanalizacyjnym
	Skrzyżowanie przewodu kanalizacyjnego z ciekłem lub rowem oznaczonym numerem działki ewidenc. 1 – numer skrzyżowania

PROJEKT BUDOWLANY ZAMIENNY

P. I. O. Ś. EKOWOD® Sp. z o. o.
51-608 Wrocław, ul. Al. L. Różyckiego 1c, tel.: (71) 348 63 17

Nazwa i adres obiektu budowlanego:	Sieć kanalizacji sanitarnej z przyłączami w miejscowościach Jaskulin, Siodkowice i Symanów wraz z przesyłem do oczyszczalni ścieków w Serwinowie Gmina Dobromierz Powiat swidnicki, woj. dolnoslęskie	Data: 08.2016r.
------------------------------------	---	--------------------

Specjalności i numery uprawnień budowlanych do sporządzania projektów:	Podpis	Nr rys.:
--	--------	----------

Projektant: mgr inż. Wojciech MICHALAK Spec. instalacyjno-inżynieryjna w zakresie: *sieci wodociąg. i kanalizac. 454/94/UW	9
---	---

Sprawdzający: mgr inż. Szymon KARBOWIAK Spec. instalacyjna w zakresie sieci, instalacji i urządzeń ciepłych, went., gazowych, wod.-kan. 300/DOŚ/11	
--	--

Przedmiot (tytuł) rysunku:	Projekt zagospodarowania i uzbrojenia terenu – arkusz 9	Skala: 1:1000
----------------------------------	--	------------------

Łączy arkusz 10