


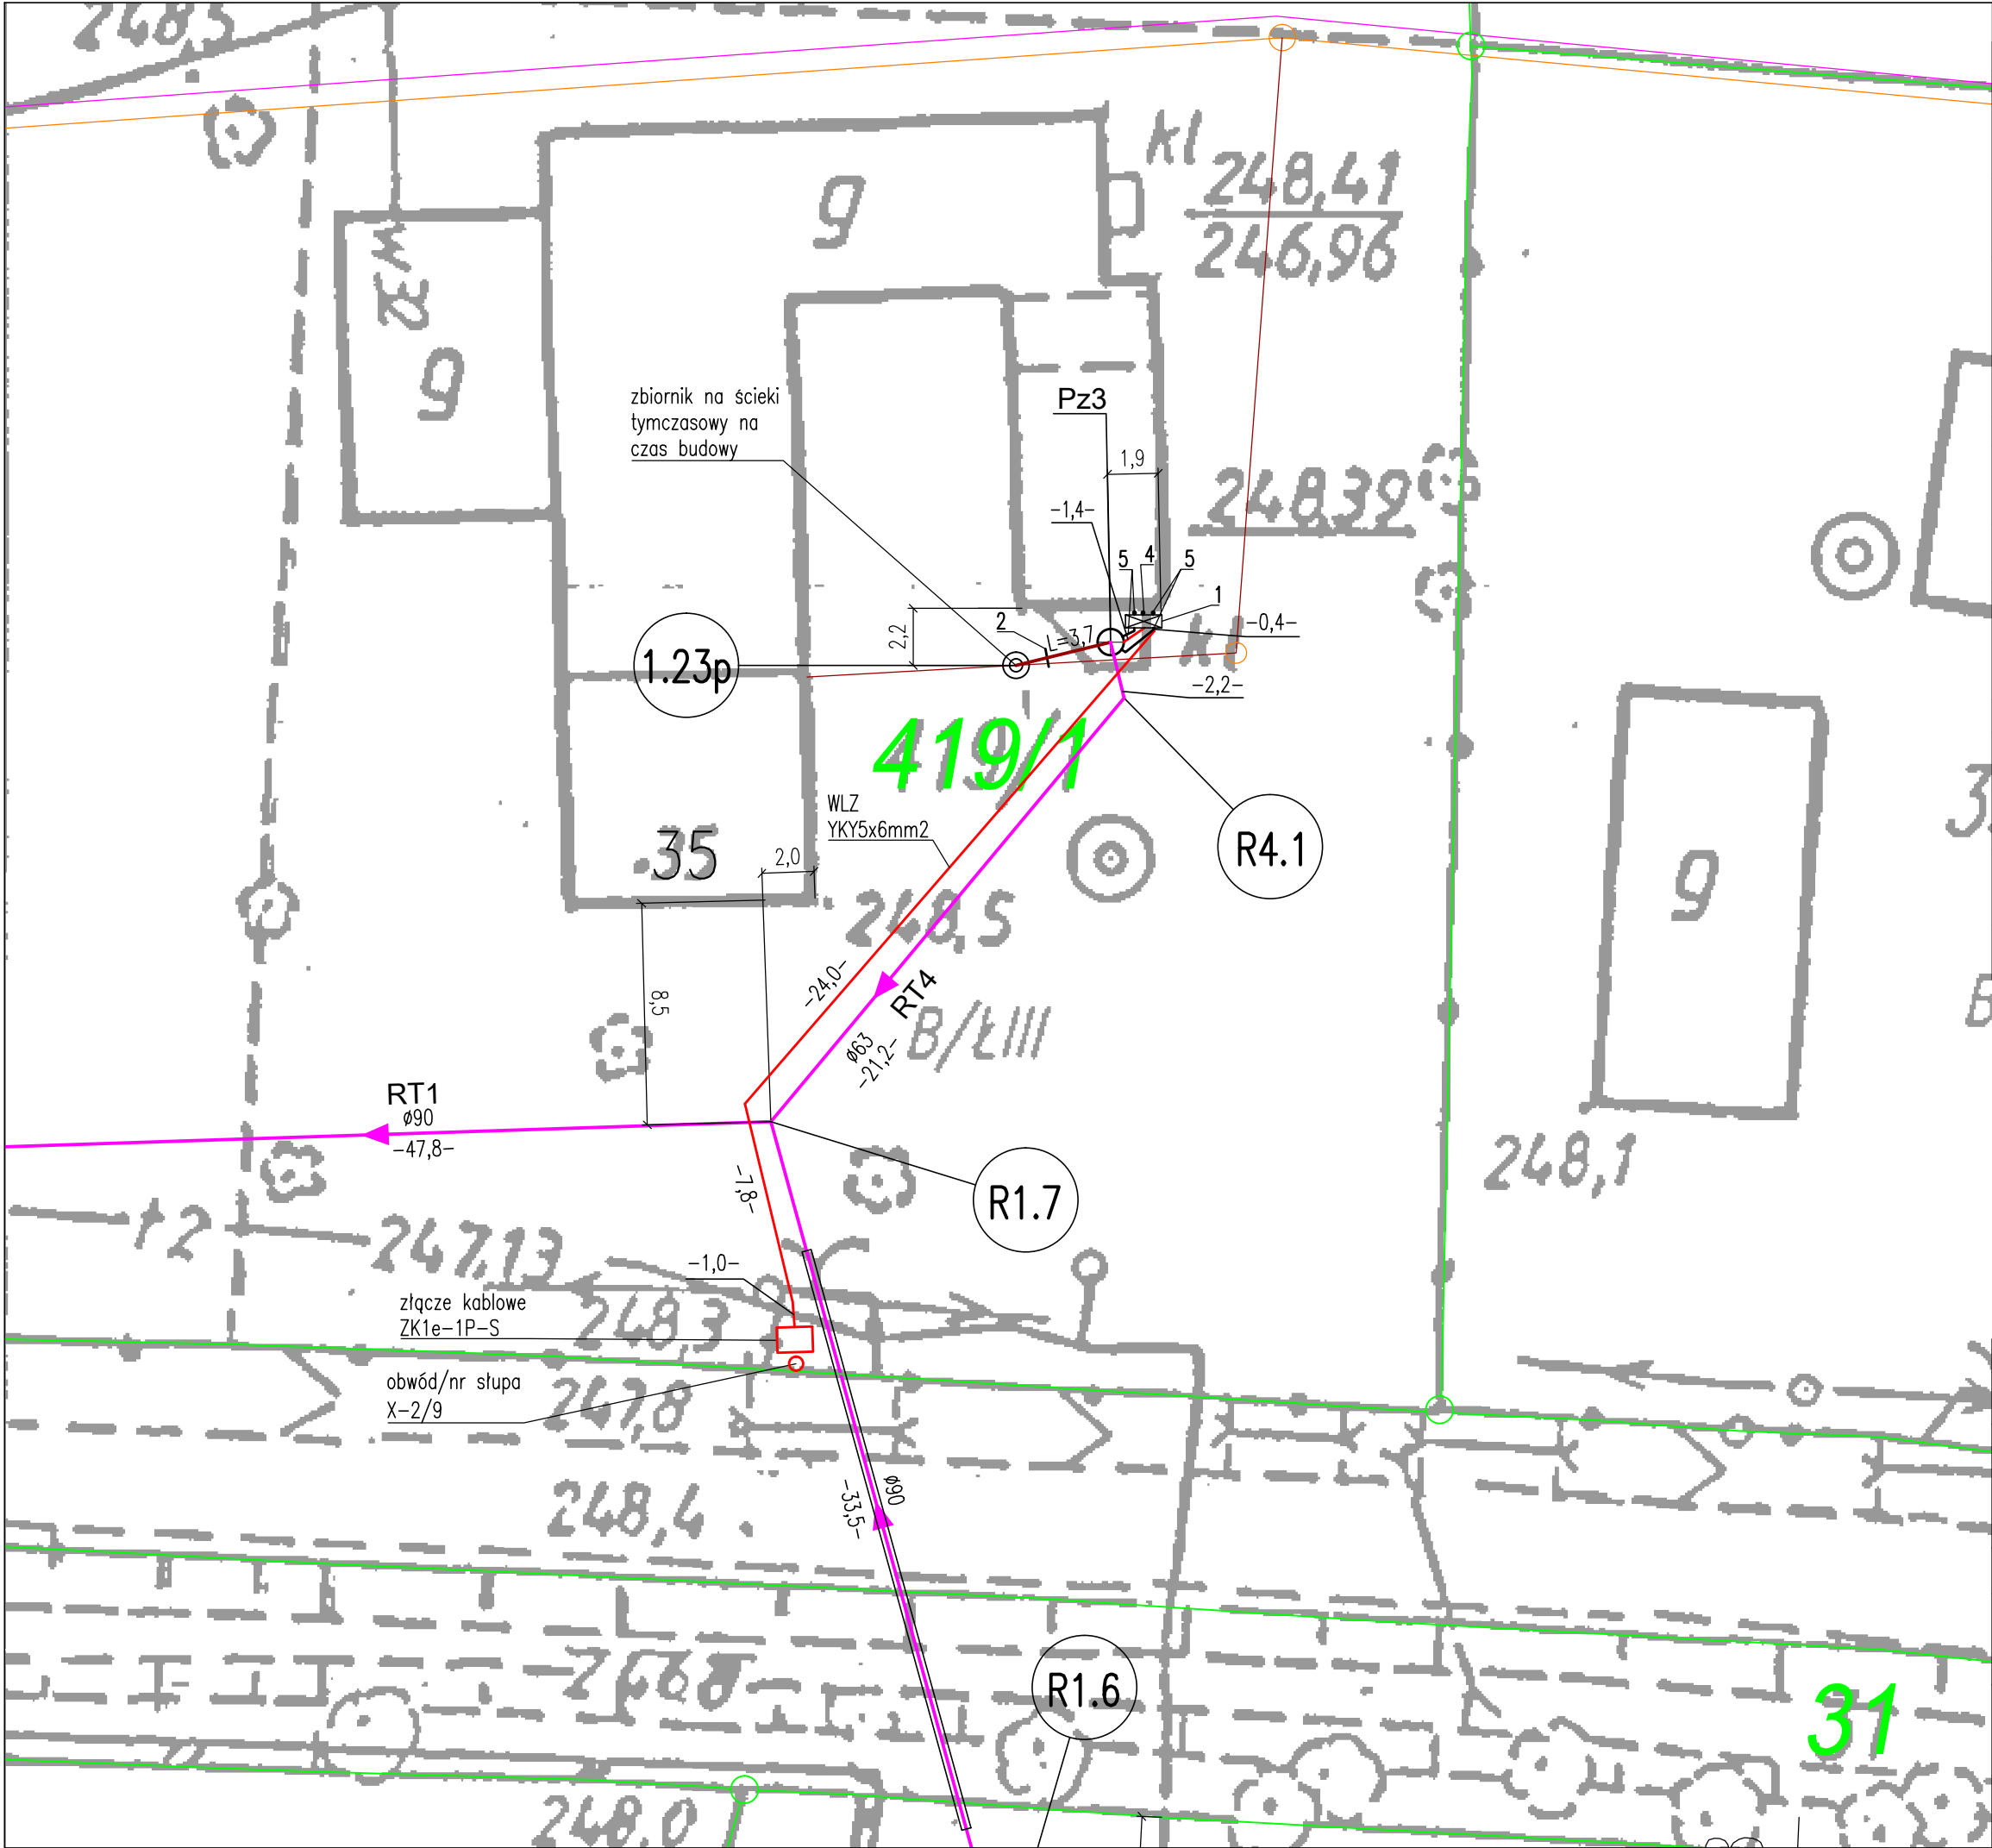

OZNACZENIA:		
379	Numery działek objęte inwestycją	
	Granice działek	
NOWOPROJEKTOWANE ODCINKI I ELEMENTY KANALIZACJI UJĘTE W PROJ. BUDOWLANYM ZAMIENNYM W ROKU 2016		
L=10,0	Przyłłącze kanalizacyjne oraz podłączenie budynku o średnicy DN160mm Długość odcinka przyłącza kanalizacyjnego [m]	
RT1 -10,0- Ø63	Rurociąg tłoczny ścieków Nazwa i numer rurociągu tłoczego Długość odcinka rurociągu tłoczego ścieków [m] Średnica rurociągu tłoczego [mm], materiał PE	
Pz1	Pompownia ścieków Nazwa i numer pompowni	
	Studzienka kanalizacyjna	
	Numer studzienki kanalizacyjnej: 1.1p – na przyłączu kanalizacyjnym	
	Punkt lokalizacyjny (węzeł) na rurociągu tłoczonym ścieków	
PROJEKTOWANA KABLOWA SIEĆ ELEKTROENERGETYCZNA		
WLZ -10,0-	Wewnętrzna linia zasilająca pompownię Długość odcinka kabla pomiędzy zmianami kierunku trasy [m]	
PROJEKTOWANE OBIEKTY I ELEMENTY POMPOWNI		
Pz	Zbiornik pompowni przydomowej	
1	Szafa sterownicza pompowni	
2	Zasuwa na wlocie ścieków, kołnierzowa	
3	Stupek zabezpieczający szafę sterowniczą	
4	Kominek wentylacyjny znajdujący się na końcu rury osłonowej dla kabli pomiędzy pompownią a szafą sterowniczą	
5	Kominki wentylacyjne: nawiewny i wywiewny wraz z przewodami do pompowni	
PROJEKT WYKONAWCZY		
P. I. O. Ś. EKOWOD® Sp. z o. o. 51-608 Wrocław, ul. Al. L. Różyckiego 1c, tel.: (71) 348 63 17		
Nazwa i adres obiektu budowlanego:	Sieć kanalizacji sanitarnej z przyłączami w miejscowościach Jaskulin, Siedlkowice i Szymanów wraz z przesyłem do oczyszczalni ścieków w Serwinowie Gmina Dobromierz Powiat świdnicki, woj. dolnośląskie	Data: 10.2016r.
Specjalności i numery uprawnień budowlanych do sporządzania projektów:	Podpis	Nr rys.: 21
Projektant: mgr inż. Wojciech MICHALAK Spec. instalacyjno-inżynierska w zakresie: *sieci wodociąg. i kanalizac. 454/94/UW		
Sprawdzający: mgr inż. Szymon KARBOWIAK Spec. instalacyjna w zakresie sieci, instalacji i urządzeń cieplnych, went., gazowych, wod.-kan. 300/DOŚ/11		
Przedmiot (tytuł) rysunku:	Projekt zagospodarowania i uzbrojenia terenu – pompownia Pz3	Skala: 1:250