



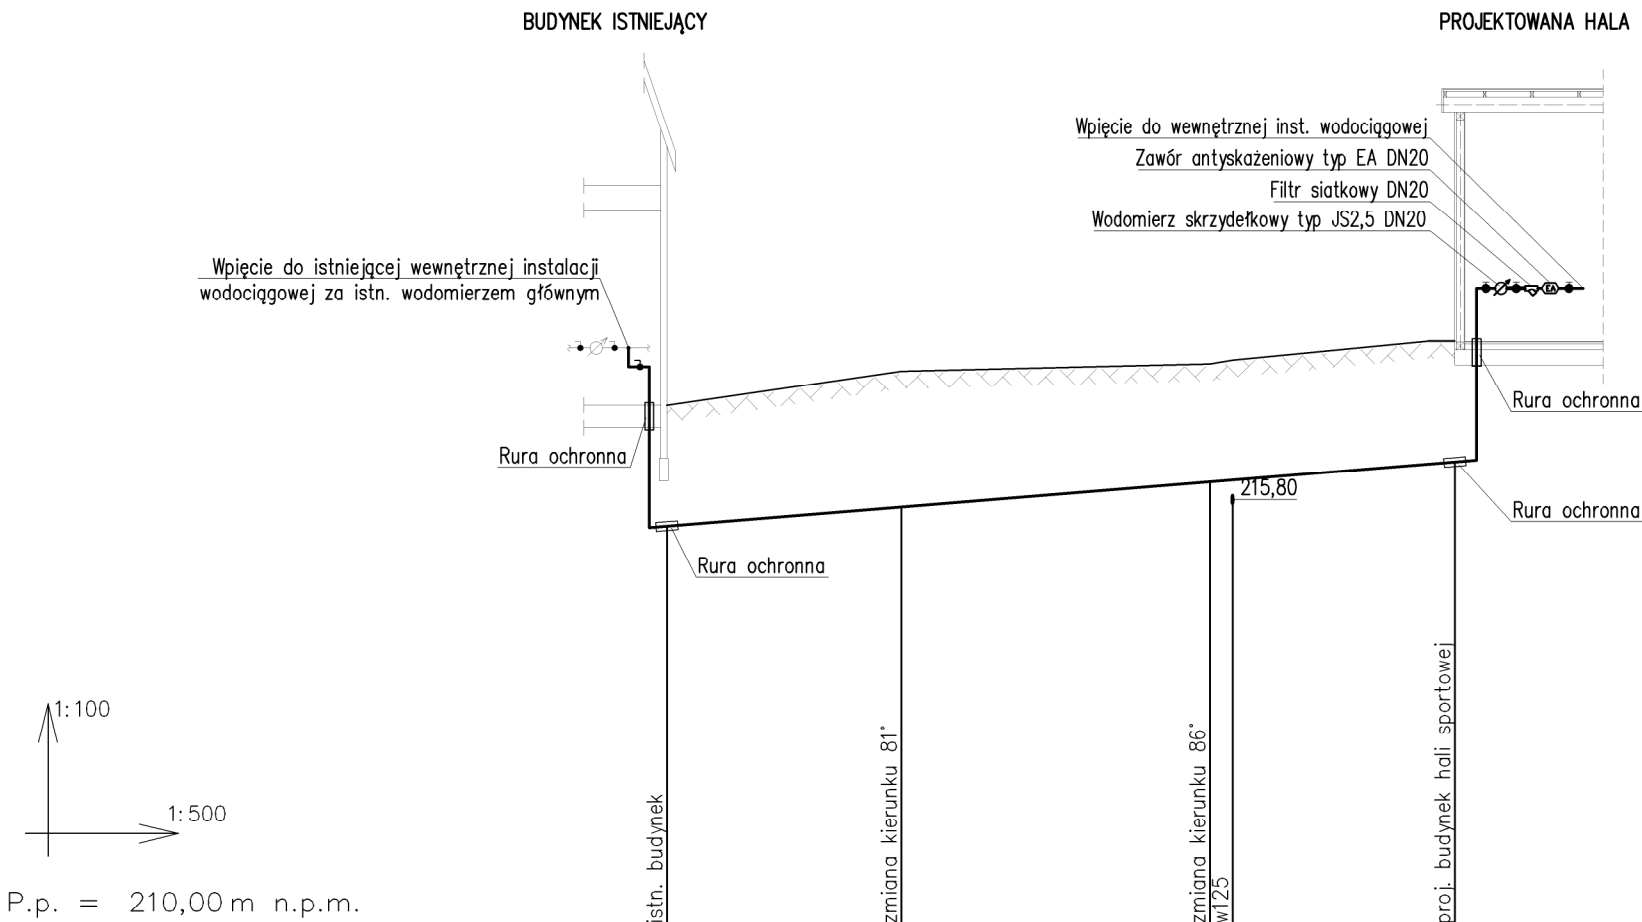

Rzędna terenu	[m n.p.m.]	217,05	217,50	217,60	217,65	217,90
Rzędna osi przewodu	[m n.p.m.]	215,45	215,70	216,04	216,06	216,30
Zagłębienie przewodu	[m]	1,60	1,80	1,56	1,59	1,60
Długość odcinka	[m]		15,50	20,40	1,50	14,70
Odległość	[m]	0,00	15,50	35,90	37,40	52,10
Spadek przewodu	[%]					1,6%
Średnica przewodu	[mm]		de40x3,7 PE100 SDR11			

		Biuro Realizacji Inwestycji inż. Sławomir Sobusiak ul. Plac Zwycięstwa 6/1 58-330 Jedlina-Zdrój			
Projektant:	mgr inż. Ewa Agata Nowak	135/02/DUW			Data: 22.06.2018
Asystent:	mgr inż. Marcin Dunowski mgr inż. Tomasz Nowak				
Temat:	Budowa hali sportowo-rekreacyjnej przy Szkole Podstawowej im. Janusza Korczaka w Gniewkowie.				
Adres:	58-173 Rostoka Gniewków 3; dz. nr 81 OBREĞ 0006 Gniewków				
Inwestor:	Gmina Dobromierz, Plac Wolności 24, 58-170 Dobromierz				
Tytuł rys.:	Profil doziemnej instalacji wodociągowej				
Zastrzega się wszelkie prawa wynikające z Ustawy o prawie autorskim. Rysunek niniejszy nie może być w całości lub w części przerysowany, uzupełniany lub odstąpiony komuników, bez pisemnej zgody firmy projektowej					

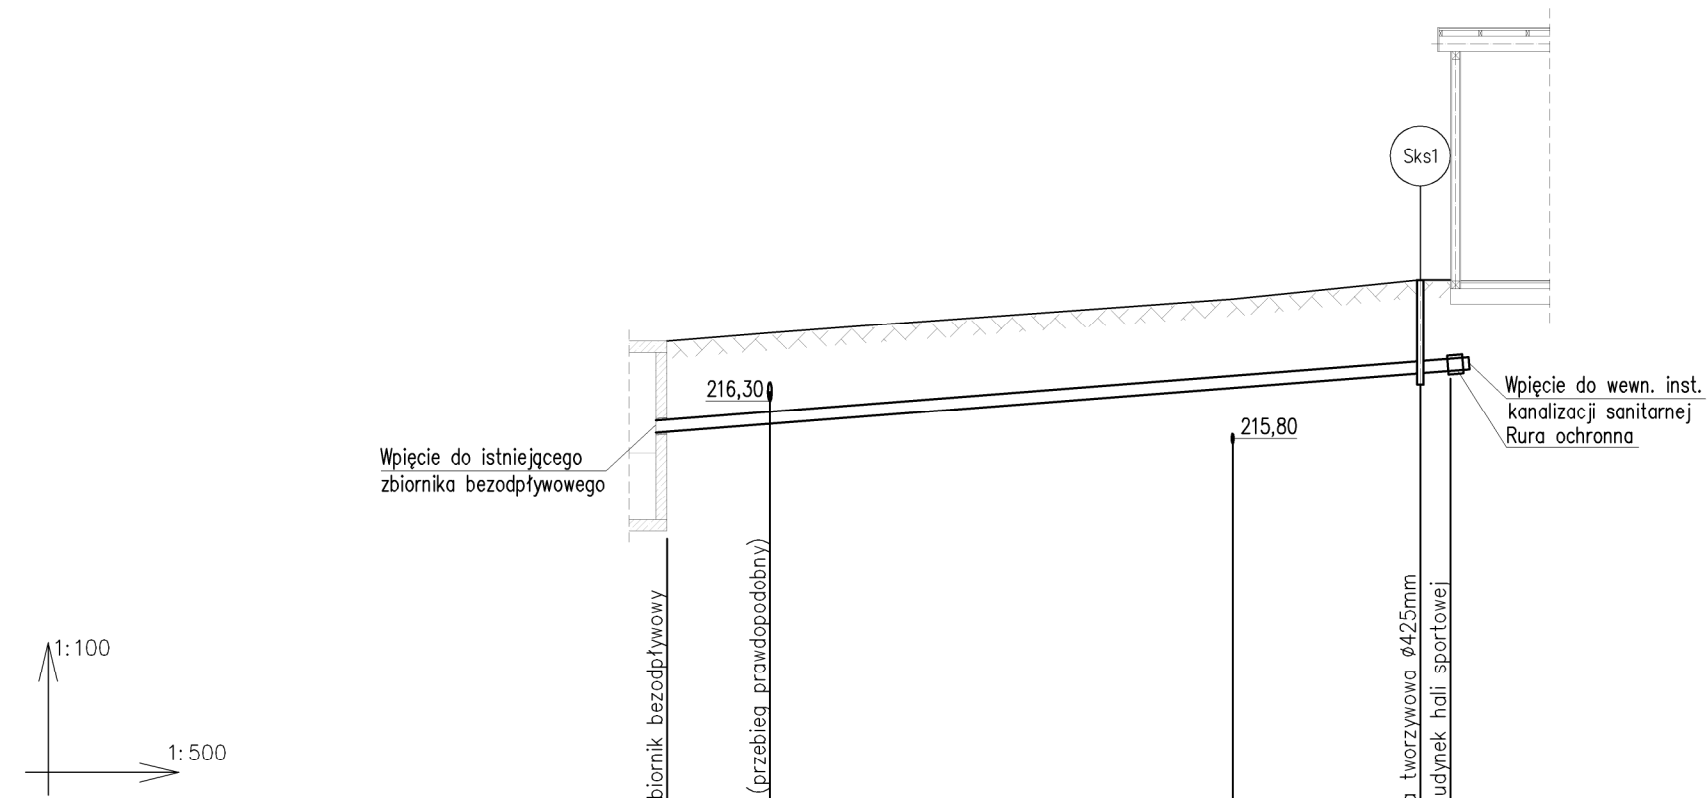

P.p. = 210,00 m n.p.m.

Rzędna terenu	[m n.p.m.]	217,09	217,20		217,65		217,90	217,90
Rzędna dna kanału	[m n.p.m.]	215,89	216,00		216,47		216,67	216,70
Zagłębienie przewodu	[m]	1,20	1,20		1,18		1,23	1,20
Długość odcinka	[m]		6,80	30,60		12,40		2,00
Odległość	[m]	0,00	6,80		37,40		49,80	51,80
Spadek przewodu	[%]							
Średnica przewodu	[mm]		PVC-U Ø160mm kl. "S" SN8 SDR34					



Biuro Realizacji Inwestycji


inż. Sławomir Sobusiak
ul. Plac Zwycięstwa 6/1
58-330 Jedlina-Zdrój

Projektant:	mgr inż. Ewa Agata Nowak	135/02/DUW		Data: 22.06.2018
Asystent:	mgr inż. Marcin Dunowski mgr inż. Tomasz Nowak			
Temat:	Budowa hali sportowo-rekreacyjnej przy Szkole Podstawowej im. Janusza Korczaka w Gniewkowie.			Stadium: PB
Adres:	58–173 Rostoka Gniewków 3; dz. nr 81 OBREĘB 0006 Gniewków			Skala: 1:100/500
Inwestor:	Gmina Dobromierz, Plac Wolności 24, 58–170 Dobromierz			Nr rys.: 2/IS
Tytuł rys.:	Profil doziemnej instalacji kanalizacji sanitarnej			

Zastrzega się wszelkie prawa wynikające z Ustawy o prawie autorskim. Rysunek niniejszy nie może być w całości lub w części przerwany, uzupełniany lub odstępiony komuników, bez pisemnej zgody firmy projektowej


UWAGI:

1. Zbiornik mocować do płyty betonowej bednarką lub pasami transportowymi z kłami zaciskową poprzez fundamentowe śruby rozporowe.
2. W przypadku braku możliwości wykonania płyty fundamentowej na danej głębokości ze względu na poziom wody gruntowej istnieje możliwość wylania płyty w wykopie o mniejszej głębokości przy zachowaniu przykrycia 0,5 m.
3. Zbiornik należy obsypać piaskiem drobnoziarnistym – minimalna warstwa piasku wokół zbiornika 0,3 m.
4. Wzdłuż powierzchni styku ze zbiornikiem pas mocujący powinien być umieszczony w rękawie ochronnym.

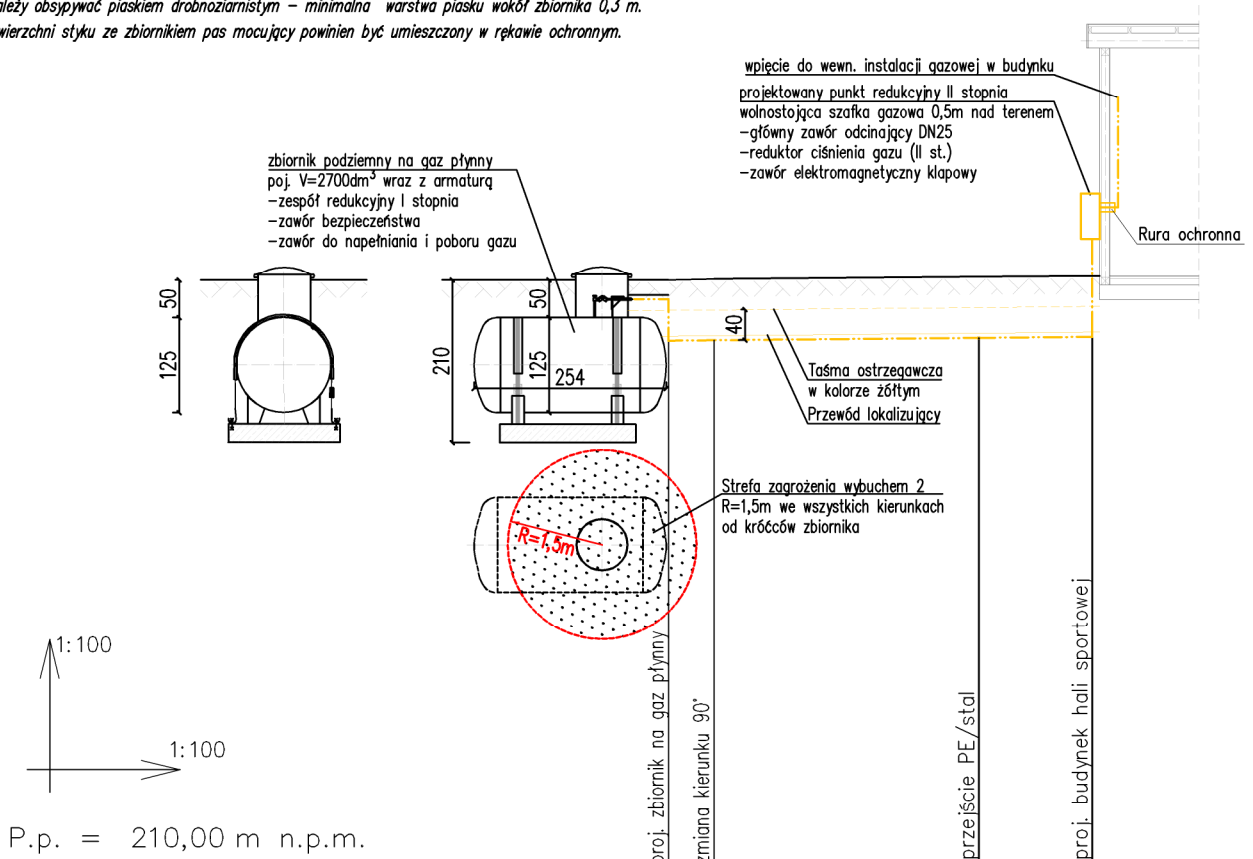

Rzędna terenu	[m n.p.m.]	217,85	217,86		217,89	217,90
Rzędna osi przewodu	[m n.p.m.]	217,05	217,06		217,09	217,10
Zagłębienie przewodu	[m]	0,80	0,80		0,80	0,80
Długość odcinka	[m]		0,60	3,50		1,50
Odległość	[m]	0,00	0,60		4,10	5,60
Spadek przewodu	[%]				0,9%	0,9%
Średnica przewodu	[mm]		de32x3,0 PE100 SDR11		stal DN25	

		Biuro Realizacji Inwestycji inż. Sławomir Sobusiak ul. Plac Zwycięstwa 6/1 58-330 Jedlina-Zdrój	
Projektant:	mgr inż. Ewa Agata Nowak	135/02/DUW	Date: 22.06.2018
Asystent:	mgr inż. Marcin Dunowski mgr inż. Tomasz Nowak		Stadium: PB
Temat:	Budowa hali sportowo–rekreacyjnej przy Szkole Podstawowej im. Janusza Korczaka w Gniewkowie.		
Adres:	58–173 Rostoka Gniewków 3; dz. nr 81 OBREB 0006 Gniewków		Skala: 1:100
Inwestor:	Gmina Dobromierz, Plac Wolności 24, 58–170 Dobromierz		Nr rys.: 3/IS
Tytuł rys.:	Profil przyłącza gazowego średniego ciśnienia		
Zastrzega się wszelkie prawa wynikające z Ustawy o prawie autorskim. Rysunek niniejszy nie może być w całości lub w części przerysowany, uzupełniany lub odstąpiony komukolwiek, bez pisemnej zgody firmy projektowej			

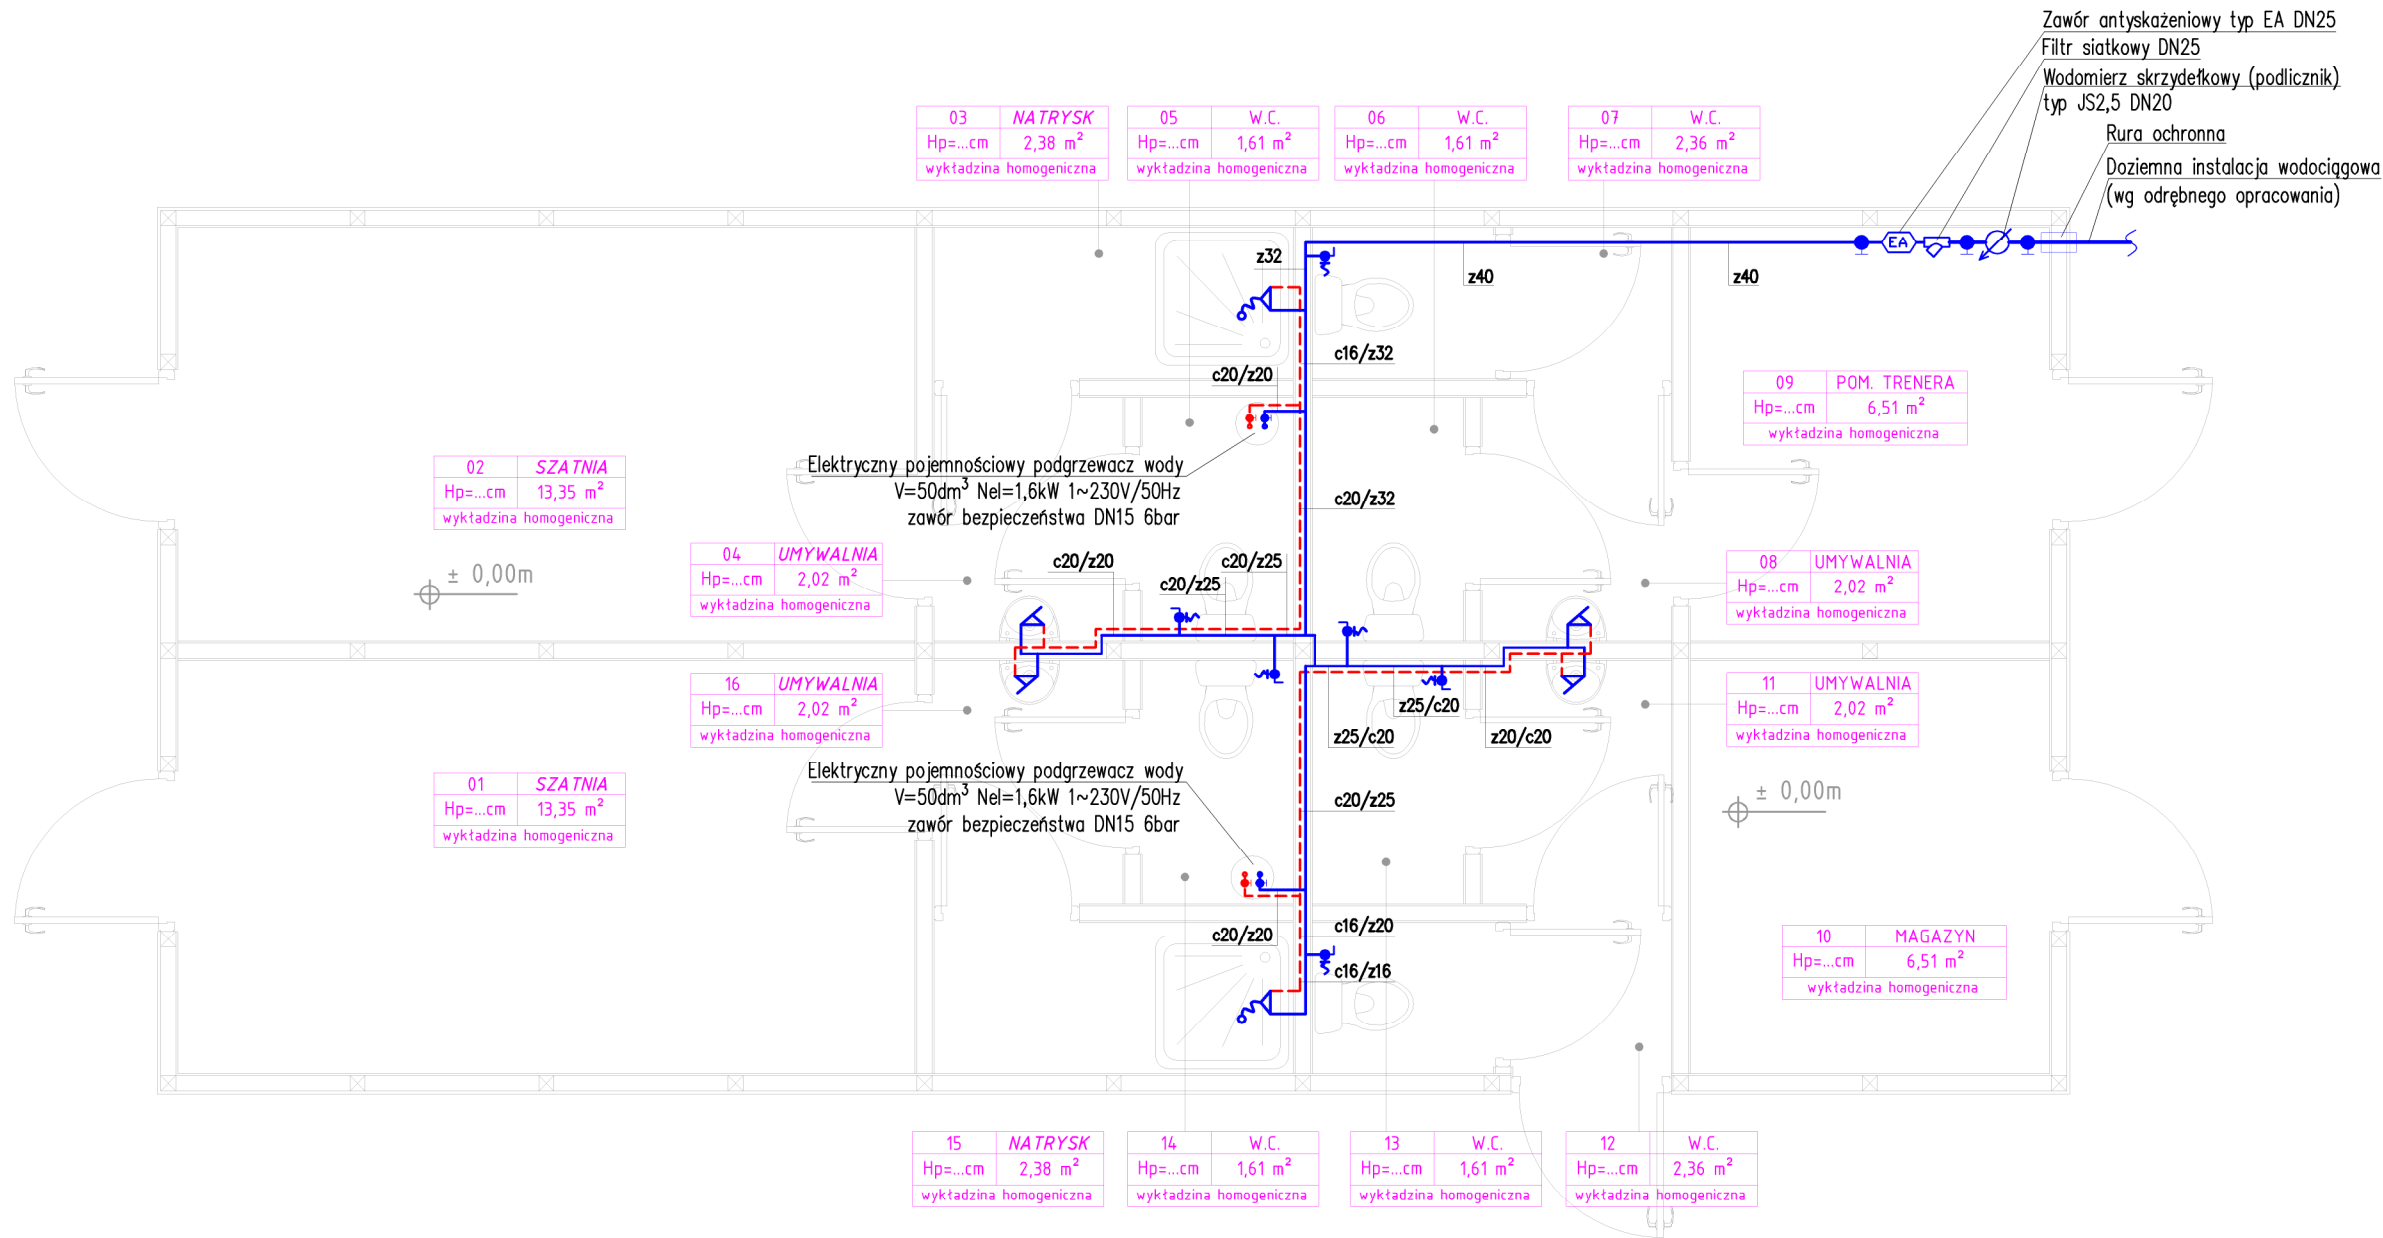


Zawór antyskażeniowy typ EA DN25
Filtr siatkowy DN25
Wodomierz skrzydełkowy (podlicznik) typ JS2,5 DN20
Rura ochronna
Doziemna instalacja wodociągowa (wg odrębnego opracowania)

OZNACZENIA

- Instalacja wody zimnej
- Instalacja ciepłej wody użytkowej
- z16/c16 Średnica rury wody zimnej/c.w.u. (PEX)

		Biuro Realizacji Inwestycji inż. Sławomir Sobusiak ul. Plac Zwycięstwa 6/1 58-330 Jedlina-Zdrój		
Projektant:	mgr inż. Ewa Agata Nowak		135/02/DUW	Data: 22.06.2018
Asystent:	mgr inż. Marcin Dunowski mgr inż. Tomasz Nowak			
Temat:	Budowa hali sportowo-rekreacyjnej przy Szkole Podstawowej im. Janusza Korczaka w Gniewkowie.			Stadium: PB
Adres:	58-173 Rostoka Gniewków 3; dz. nr 81 OBREB 0006 Gniewków			Skala: 1:50
Inwestor:	Gmina Dobromierz, Plac Wolności 24, 58-170 Dobromierz			Nr rys.: 4/IS
Tytuł rys.:	RZUT PRZYZIEMIA – Instalacja wodociągowa			
Zastrzega się wszelkie prawa wynikające z Ustawy o prawie autorskim. Rysunek niniejszy nie może być w całości lub w części przerysowany, uzupełniany lub odstępiany komunikatami, bez pisemnej zgody firmy projektowej				

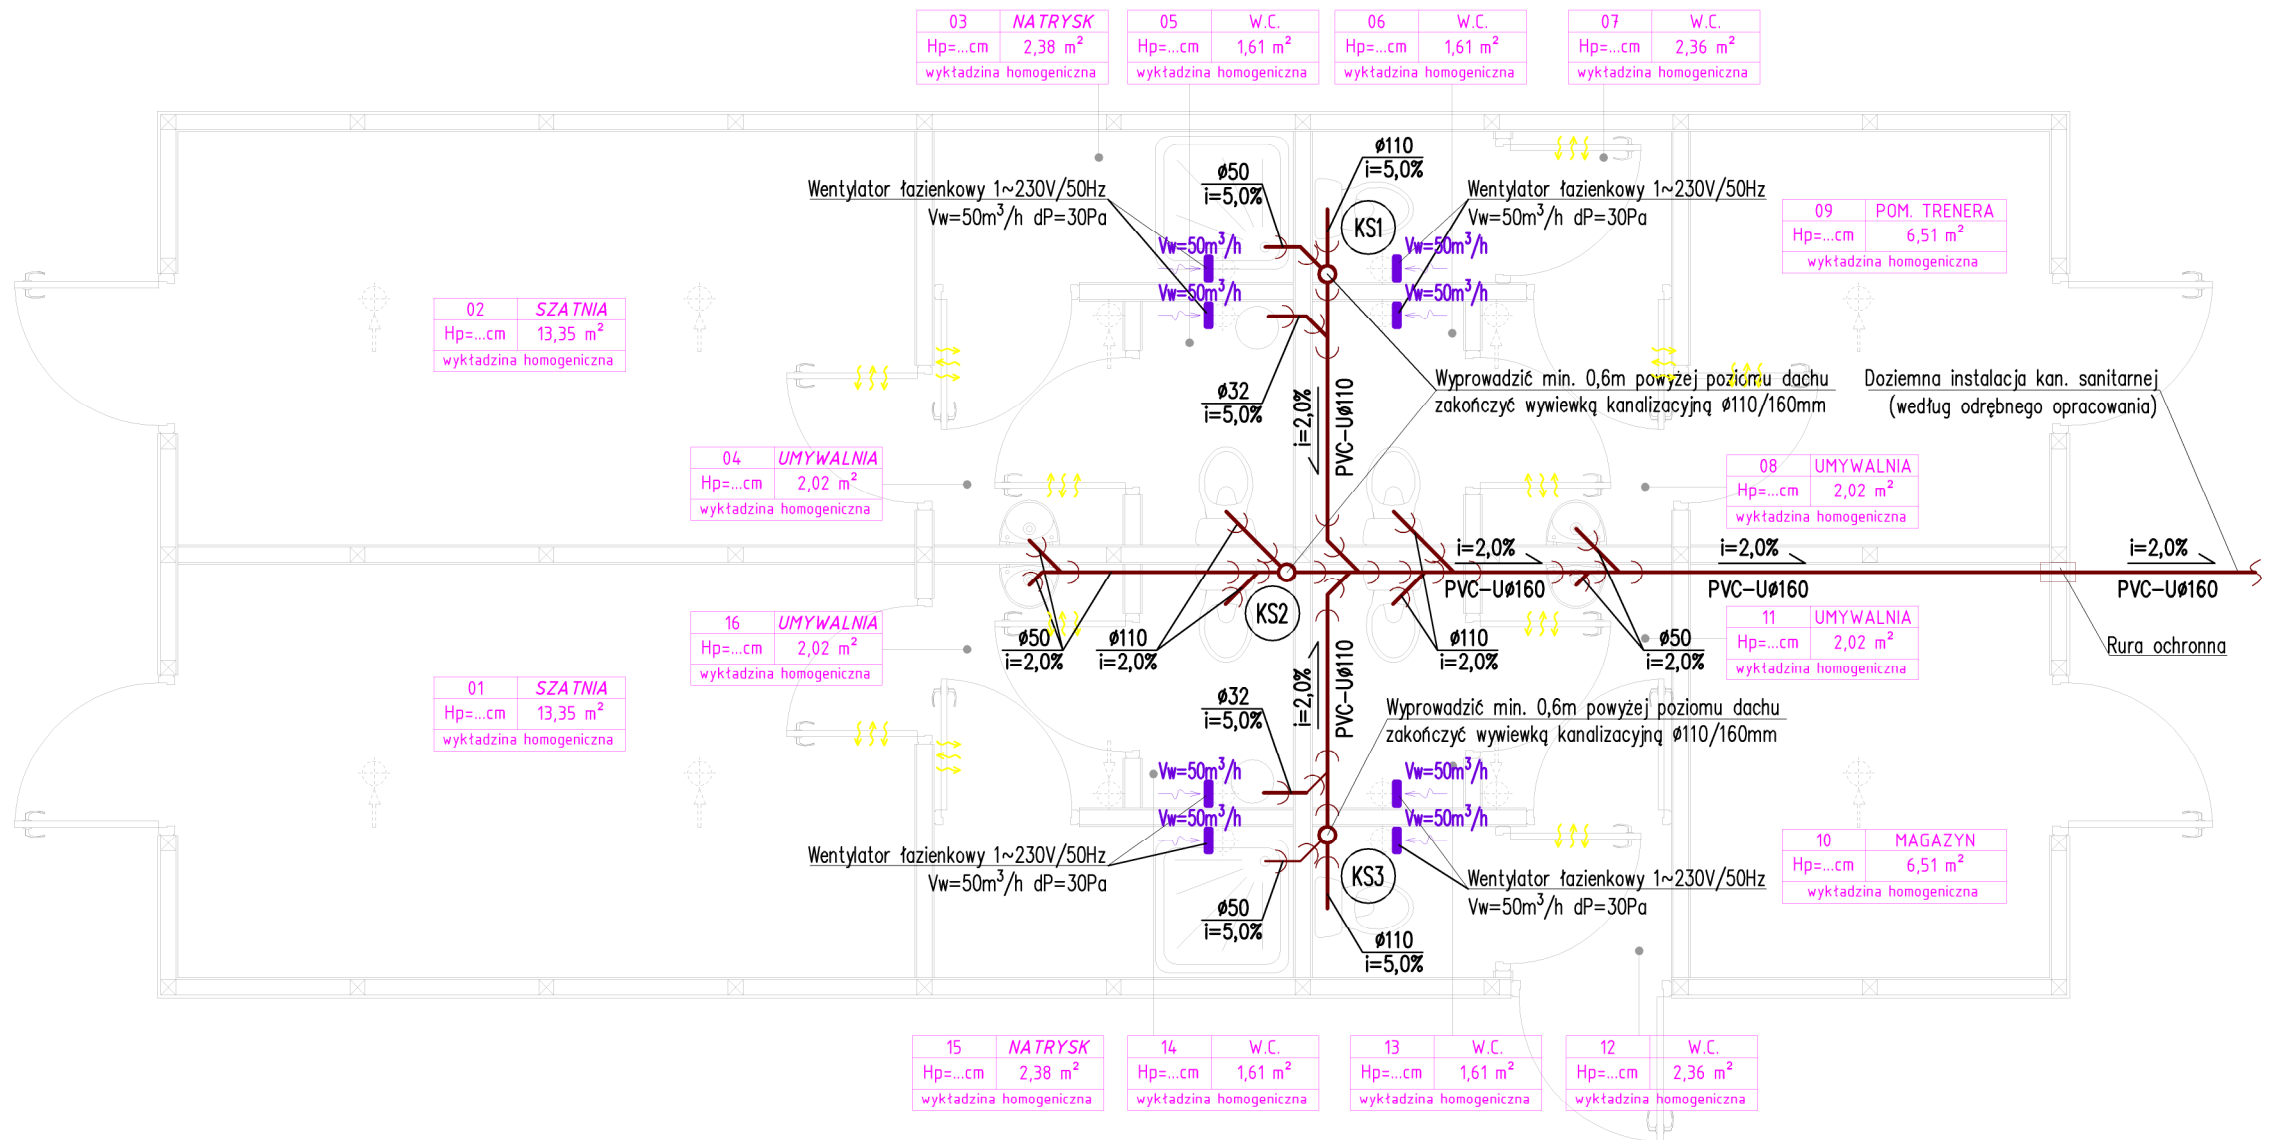

OZNACZENIA



Instalacja kanalizacji sanitarnej

Ø50

Średnica rury kanalizacyjnej (PCV-U)

i=2,0%

Minimalny spadek rury kanalizacyjnej

KS1

Pion instalacji kanalizacji sanitarnej

Vw=50m³/h

Strumień powietrza usuwanego z pomieszczenia



Biuro Realizacji Inwestycji

inż. Sławomir Sobusiak
ul. Plac Zwycięstwa 6/1
58-330 Jedlina-Zdrój

Projektant:	mgr inż. Ewa Agata Nowak	135/02/DUW		Data: 22.06.2018
Asystent:	mgr inż. Marcin Dunowski mgr inż. Tomasz Nowak			
Temat:	Budowa hali sportowo-rekreacyjnej przy Szkole Podstawowej im. Janusza Korczaka w Gniewkowie.			Stadium: PB
Adres:	58-173 Rostoka Gniewków 3; dz. nr 81 OBREĞ 0006 Gniewków			Skala: 1:50
Inwestor:	Gmina Dobromierz, Plac Wolności 24, 58-170 Dobromierz			Nr rys.: 5/IS
Tytuł rys.:	RZUT PRZYZIEMIA – Instalacja kanalizacji sanitarnej i wentylacji			

Zastrzegam wszelkie prawa wynikające z Ustawy o prawie autorskim. Rysunek niniejszy nie może być w całości lub w części przerwany, uzupełniany lub odstępiany komunikat, bez pisemnej zgody firmy projektowej